


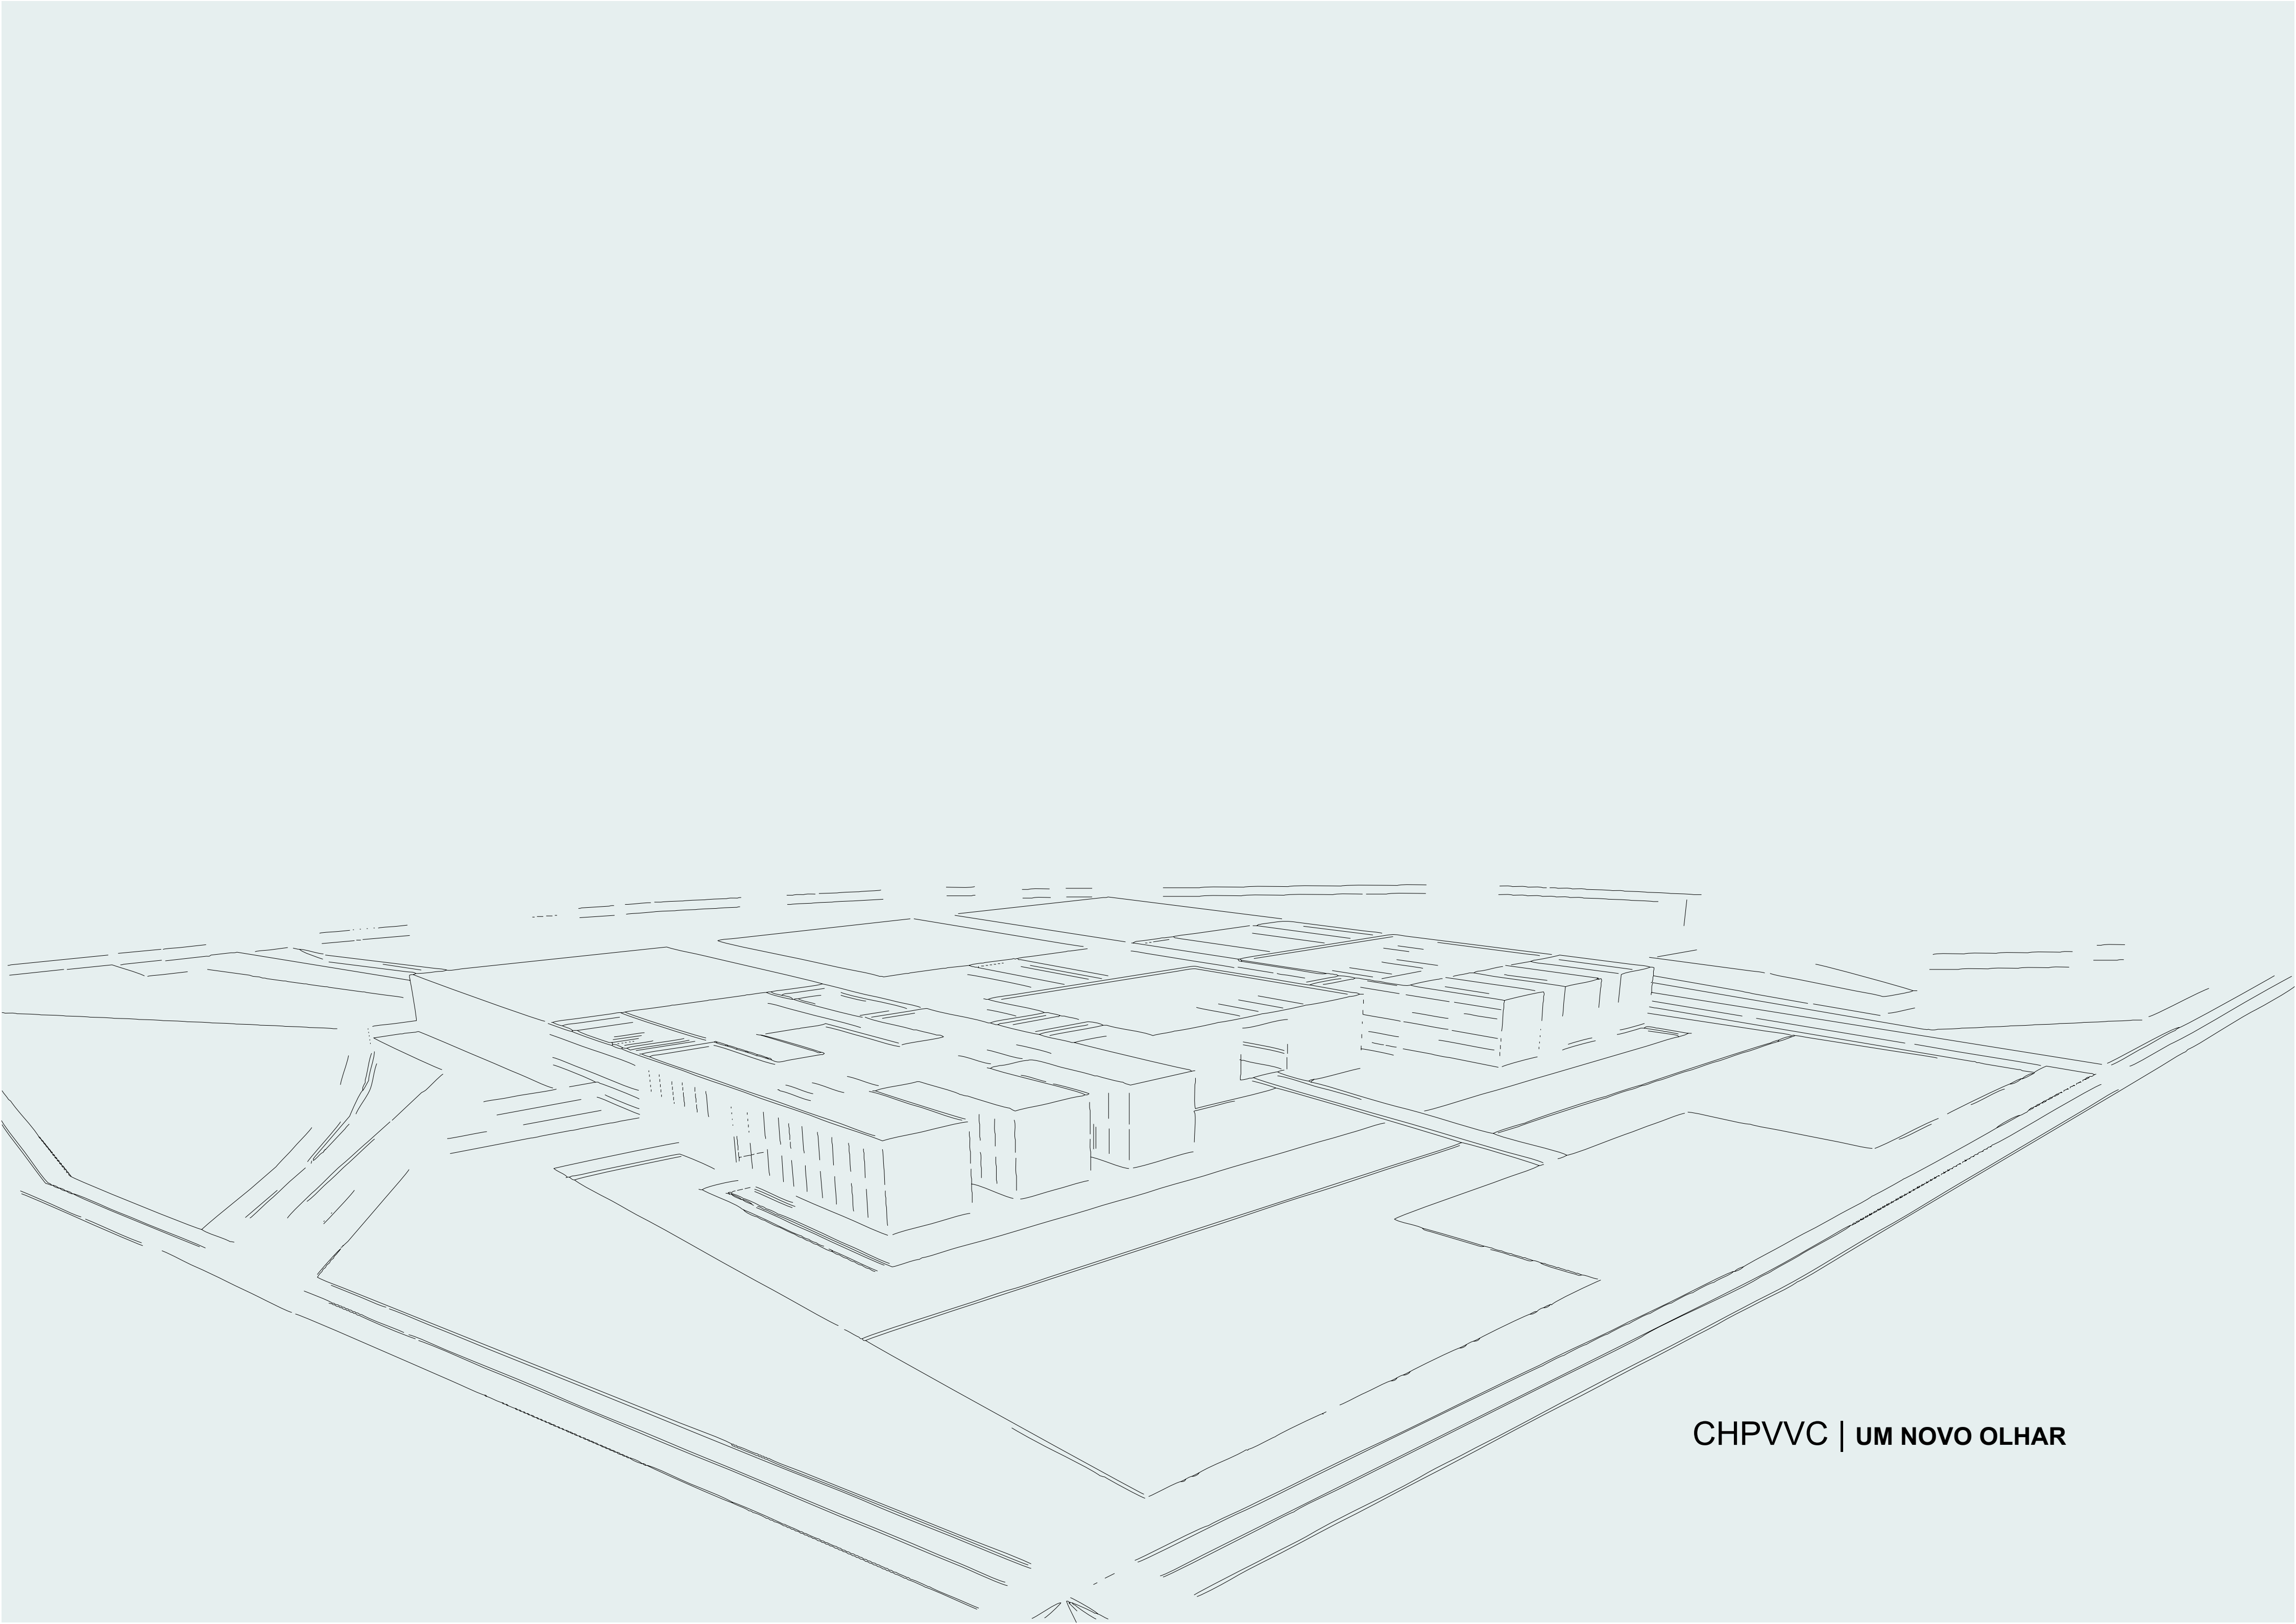

RESUMO

COM O INTUITO DE TORNAR MAIS OPERACIONAL OS HOSPITAIS DISTRITAIS DA PÓVOA DE VARZIM E DE VILA DO CONDE, FOI GERADO, NO ANO DE 2000, O CENTRO HOSPITALAR PÓVOA DE VARZIM | VILA DO CONDE. IDEALIZADO COMO SOLUÇÃO ATENUANTE DAS ADVERSIDADES CAUSADAS PELA AUSÊNCIA DE UMA UNIDADE HOSPITALAR APROPRIADA E CAPAZ DE RESPONDER ÀS EXIGÊNCIAS DA POPULAÇÃO, O CHPVVC EFETIVOU, DURANTE A ÚLTIMA DÉCADA, A MISSÃO QUE LHE INCUMBIRAM. É NOTÓRIO, ENTRETANTO, A NECESSIDADE DE SE REVITALIZAR A SUA ESTRUTURA, (1) TANTO A NÍVEL FUNCIONAL, UMA VEZ QUE AS EDIFICAÇÕES QUE O COMPORTAM ADAPTARAM O PROGRAMA DE NECESSIDADES DE MANEIRA CONTINGENTE, O QUE RESULTOU EM FLUXOS DIVERGENTES E PROBLEMÁTICOS, ALÉM DE SE ENCONTRAREM DEBILITADAS, SOBRECARREGADAS E IMPOSSIBILITADAS DE SE EXPANDIR, (2) QUANTO A NÍVEL SENSORIAL, POIS APRESENTAM CARACTERÍSTICAS DISFUNCIONAIS QUE NÃO CONTRIBUEM COM O OBJETIVO DO HOSPITAL CONTEMPORÂNEO, QUE É O DE PROPORCIONAR BEM-ESTAR.

CONSTATADA A PREMÊNCIA PARA CONSTRUÇÃO DE UM NOVO HOSPITAL, ESTE TRABALHO DE MESTRADO APRESENTA UMA ALTERNATIVA DE PROJETO QUE PRETENDE ASSUMIR O PARADIGMA QUE A MEDICINA CONTEMPORÂNEA PROPÕE, AO DESENVOLVER O PROGRAMA FUNCIONAL EXISTENTE NO CHPVVC E ATRIBUIR-LHE UM **NOVO OLHAR**.

ÍNDICE:

PLANTA DE LOCALIZAÇÃO	ESCALA 1: 1500	DESENHO 01
PLANO GERAL	ESCALA 1: 1200	DESENHO 02
PLANTA BAIXA PISO -1	ESCALA 1:250	DESENHO 03
PLANTA BAIXA PISO 0	ESCALA 1: 250	DESENHO 04
PLANTA BAIXA PISO +1	ESCALA 1: 250	DESENHO 05
PLANTA DE COBERTURA	ESCALA 1: 250	DESENHO 06
CORTE AA' BB' CC'	ESCALA 1: 250	DESENHO 07
CORTE DD' EE' FF'	ESCALA 1: 250	DESENHO 08
CORTE GG' HH' II' JJ'	ESCALA 1: 250	DESENHO 09
ALÇADOS	ESCALA 1: 250	DESENHO 10
PORMENORES	ESCALA 1: 20 1:10	DESENHO 11
PERSPECTIVA RENDER	SEM ESCALA	DESENHO 12
PERSPECTIVA RENDER	SEM ESCALA	DESENHO 13
PERSPECTIVA RENDER	SEM ESCALA	DESENHO 14



ESCALA 1:1500
LOCALIZAÇÃO: RUA DA LAPA S / N° | MUNICÍPIO DE VILA DO CONDE | DISTRITO DO PORTO | ÁREA DO TERRENO = 74.058M²

CENTRO HOSPITALAR PÓVOA DE VARZIM VILA DO CONDE - UM NOVO OLHAR

ALUNA: PRISCILA COUTINHO N° 7445 | ORIENTADOR: PROFESSOR SÉRGIO MENDES | SETEMBRO 2020



IMAGEM S/ ESCALA

IMAGEM 01
PRINCIPAIS ACESSOS À VILA DO CONDE:
AV. 5 DE OUTUBRO / ESTRADA NACIONAL 13
AV. ATLÂNTICO
AUTO ESTRADA - A28
LINHA METRO - PÓVOA DE VARZIM | ESTÁDIO DO DRAGÃO

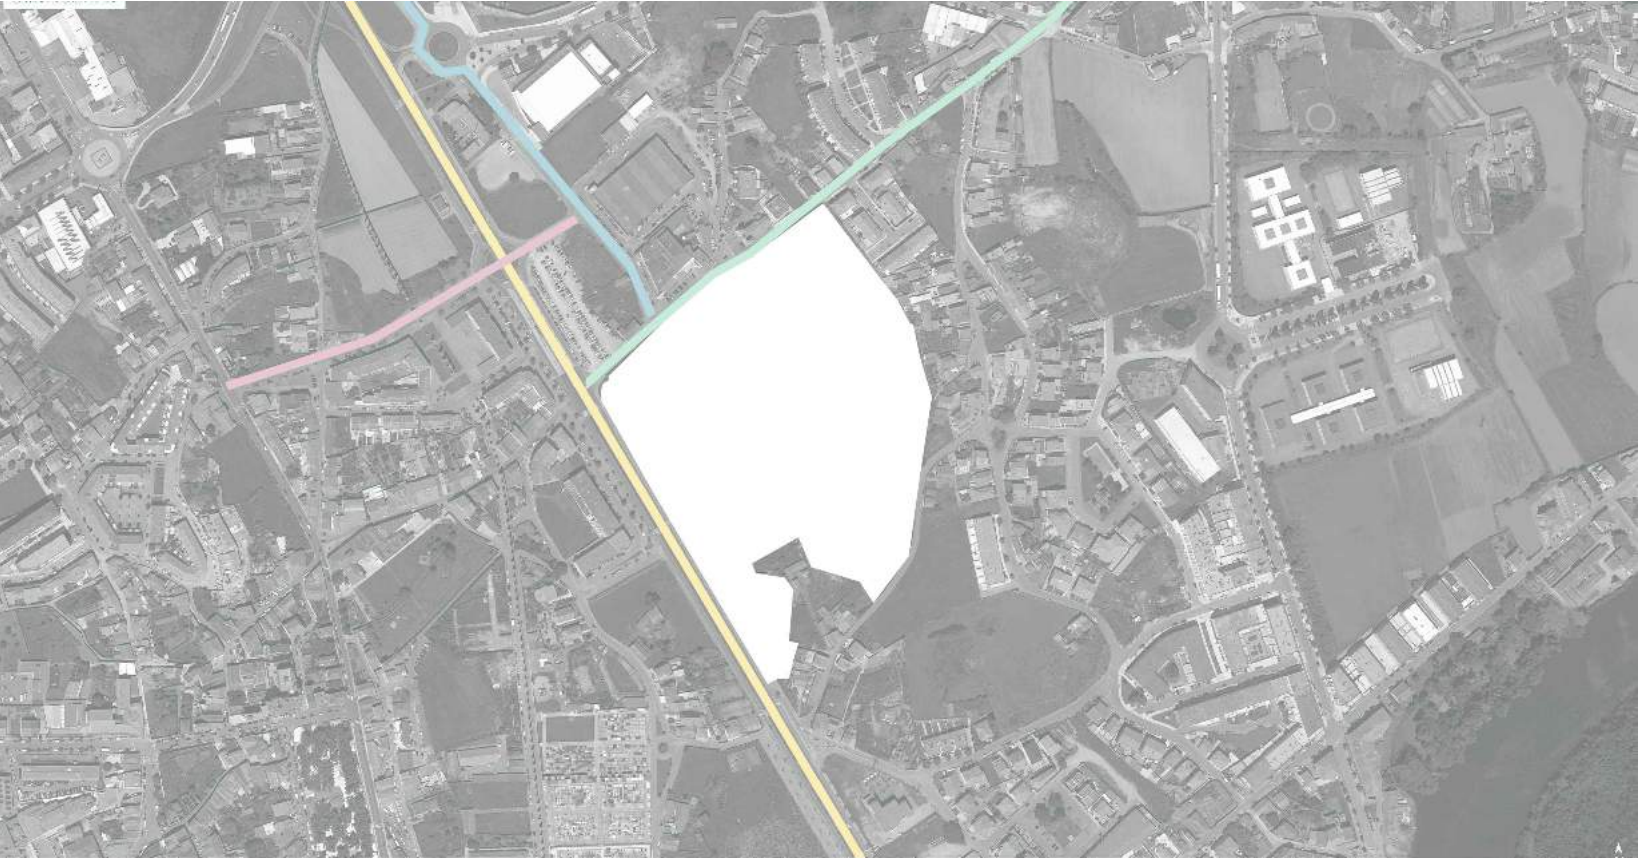


IMAGEM S/ ESCALA

IMAGEM 02
PRINCIPAIS VIAS DE ACESSO AO TERRENO:
RUA D. SANCHO
AV. DA LIBERDADE
RUA DA LAPA
RUA PEDRO E FRANCISCO FARIA DE FIGUEIREDO

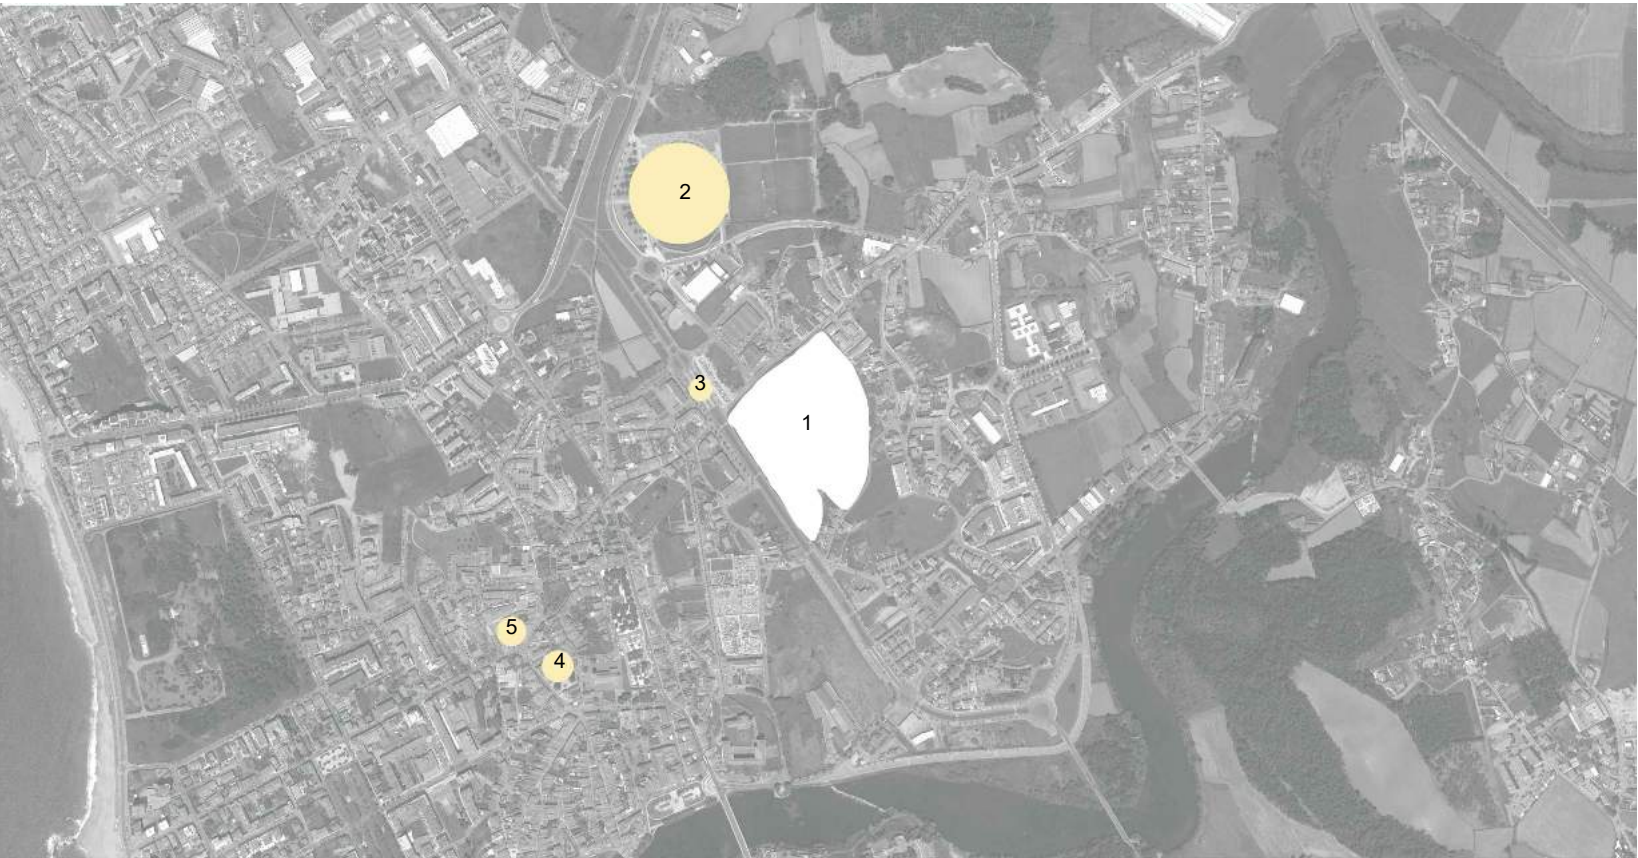


IMAGEM S/ ESCALA

IMAGEM 03
LOCALIZAÇÃO DO TERRENO E DOS PRINCIPAIS EQUIPAMENTOS DA ENVOLVENTE:
1 - TERRENO
2- ESTÁDIO DOS ARCOS
3 - ESTAÇÃO DE METRO
4 - CÂMARA MUNICIPAL
5 - CHPVVC - UNIDADE VILA DO CONDE - EXISTENTE

PLANTA DE LOCALIZAÇÃO

01.14
MIA. ESAP

N
ESCALA 1:1500



LEGENDA:

EDIFÍCIO A

PISO -1

- 01 - UTA 's - AVAC (42.32 M²)
- 02 - ISA. MASCULINO (2.72 M²)
- 03 - ISA. FEMININO (2.72 M²)
- 04 - COPA (12.03 M²)
- 05 - CPD*, TELECOMUNICAÇÃO E QUADROS DA GTC* (57.47 M²)
- 06 - CENTRAL UPS* (39.52 M²)
- 07 - GUARDA DE SACOS (4.10 M²)
- 08 - MATERIAL LIMPEZA (4.30M²)
- 09 - CENTRAL GTC E DE SEGURANÇA (75.90M²)
- 10 - SALA DE REUNIÃO (29.83M²)
- 11 - GABINETE RESPONSÁVEL TI* (17.55M²)
- 12 - TECNOLOGIA DA INFORMAÇÃO (35.47M²)
- 13 - HIGIENE E SEGURANÇA (43.31M²)
- 14 - MEDICINA DO TRABALHO (28.56M²)
- 15 - CONSULTÓRIO (17.30M²)
- 16 - INFECÇÃO E CONTROLE (23.46M²)
- 17 - GABINETE RESPONSÁVEL (14.21M²)
- 18 - QUALIDADE (23.97M²)
- 19 - GABINETE RESPONSÁVEL (14.52M²)

EDIFÍCIO B

PISO -1

- 20 - UTA's - AVAC (73.72 M²)
- 21 - ARQUIVO MORTO (44.54M²)
- 22 - ISA. MASCULINO (3.42 M²)
- 23 - ISA. FEMININO (3.42 M²)
- 24 - ARRUMOS (20.12 M²)
- 25 - ARQUIVO MORTO (28.17M²)
- 26 - CÂMARA FRIGORÍFICA - BIOMÉDICAS (11.86M²)
- 27 - ARQUIVO MORTO (61.05M²)
- 28 - ARQUIVO MORTO (85.69M²)

EDIFÍCIO C

PISO -1

- 29 - CENTRAL AR COMPRIMIDO MEDICINAL (33.95M²)
- 30 - CENTRAL DE VÁCUO E GASES ANESTÉSICOS (33.65M²)
- 31 - CENTRAL DE GARRAFAS - GASES MEDICINAIS (26.65M²)
- 32 - UPAC - UNIDADE DE PRODUÇÃO PARA AUTOCONSUMO (26.03M²)
- 33 - GERADOR (45.44M²)
- 34 - POSTO DE TRANSFORMAÇÃO E QUADROS ELÉTRICOS (67.03M²)
- 35 - ALMOXARIFADO (8.65M²)
- 36 - CENTRAL DE CALOR - AVAC (50.25M²)
- 37 - UPAR - AVAC (126.76M²)
- 38 - UTA's - AVAC (34.22M²)

- 000 - ELEVADOR - SUJOS 1275KG
- 001 - ELEVADOR - LIMPOS 1275KG
- 002 - ELEVADOR - LIMPOS 1000KG
- 003 - ELEVADOR - UTENTE 1000KG
- 004 - ELEVADOR - MONTA CAMA
- 005 - ESCADA INTERIOR
- 006 - ESCADA EXTERIOR
- 007 - CORETE
- 008 - CIRCULAÇÃO COMUM
- 009 - CIRCULAÇÃO RESTRITA

- * UTA - UNIDADE DE TRATAMENTO DE AR
- * AVAC - AQUECIMENTO, VENTILAÇÃO E AR CONDICIONADO
- * ISA - INSTALAÇÃO SANITÁRIA
- * IS - INSTALAÇÃO SANITÁRIA
- * ACESSÍVEL
- * CPD - CENTRAL DE PROCESSAMENTO DE DADOS
- * GTC - GESTÃO TÉCNICA
- * CENTRALIZADA
- * UPS - UNINTERRUPTIBLE POWER SUPPLY
- * TI - TECNOLOGIA DA INFORMAÇÃO
- * UPAC - UNIDADE DE PRODUÇÃO PARA AUTOCONSUMO
- * UPAR - UNIDADE DE PRODUÇÃO DE ÁGUA REFRIGERADA



LEGENDA:

EDIFÍCIO A
PISO 0

UF 01 - CIRURGIA AMBULATORIAL

- 01 - ATENDIMENTO (12.65M²)
- 02 - ESPERA (65.51M²)
- 03 - CONSUMÍVEIS (1.64M²)
- 04 - SUJOS E DESPEJOS (7.37M²)
- 05 - VESTIÁRIO UTENTE FEMININO (14.28M²)
- 06 - VESTIÁRIO UTENTE MASCULINO (14.28M²)
- 07 - POSTO DE ENFERMAGEM (2.75M²)
- 08 - PREPARO E INDUÇÃO DO UTENTE (66.24M²)
- 09 - TRANSFER UTENTE (3.82M²)
- 10 - ACESSO UTENTE SALA CIRÚRGICA (15.68M²)
- 11 - DESINFECÇÃO E ACESSO PROFISSIONAIS (15.68M²)
- 12 - SALA CIRÚRGICA (82.70M²)
- 13 - RECÓBRO (88.16M²)
- 14 - POSTO DE ENFERMAGEM (6.33M²)
- 15 - SUJOS E DESPEJOS (7.25M²)
- 16 - MATERIAL ESTERILIZADO (6.90M²)
- 17 - FARMÁCIA (6.33M²)
- 18 - CONFORTO FUNCIONÁRIOS (17.85M²)
- 19 - ISA. MASCULINO (2.89M²)
- 20 - ISA. FEMININO (2.89M²)
- 21 - GUARDA DE EQUIPAMENTOS (4.65M²)
- 22 - TRANSFER PESSOAL MASCULINO (12.15M²)
- 23 - TRANSFER PESSOAL FEMININO (12.15M²)
- 24 - GABINETE ENFERMEIRO CHEFE (8.64M²)
- 25 - COPA (25.25M²)

- 26.1 - ATENDIMENTO (11.97M²)
- 26.2 - ESPERA (47.74M²)
- 27.1 - VESTIÁRIO FEMININO (4.60M²)
- 27.2 - VESTIÁRIO MASCULINO (4.60M²)
- 28 - POSTO DE ENFERMAGEM (18.24M²)
- 29 - BOX - COLETAS (50.50M²)
- 30 - SUJOS E DESPEJOS (7.15M²)
- 31 - ATENDIMENTO - SAÚDE MENTAL (10.64M²)
- 32 - ESPERA - SAÚDE MENTAL (120.50M²)
- 33 - GABINETE CONSULTA - SAÚDE MENTAL (106.26M²)
- 34 - ATENDIMENTO - PEDIATRIA (10.64M²)
- 35 - ESPERA - PEDIATRIA (110.67M²)
- 36 - ESPAÇO INFANTIL (7.06M²)
- 37 - GABINETE CONSULTA - PEDIATRIA (106.26M²)

- 38 - IS. UTENTE FEMININO (20.40M²)
- 39 - IS. UTENTE MASCULINO (20.40M²)
- 40 - ESPAÇO FAMÍLIA (10.20M²)
- 41 - COPA (9.97M²)
- 42 - IS. FUNCIONÁRIO MASCULINO (3.36M²)
- 43 - IS. FUNCIONÁRIO FEMININO (3.36M²)
- 44 - SALA DE PENSOS E INJETÁVEIS (12.54M²)
- 45 - SUJOS E DESPEJOS (9.24M²)

UF 02 - CENTRAL DE COLHEITAS

- 26.1 - ATENDIMENTO (11.97M²)
- 26.2 - ESPERA (47.74M²)
- 27.1 - VESTIÁRIO FEMININO (4.60M²)
- 27.2 - VESTIÁRIO MASCULINO (4.60M²)
- 28 - POSTO DE ENFERMAGEM (18.24M²)
- 29 - BOX - COLETAS (50.50M²)
- 30 - SUJOS E DESPEJOS (7.15M²)

- 31 - ATENDIMENTO - SAÚDE MENTAL (10.64M²)
- 32 - ESPERA - SAÚDE MENTAL (120.50M²)
- 33 - GABINETE CONSULTA - SAÚDE MENTAL (106.26M²)
- 34 - ATENDIMENTO - PEDIATRIA (10.64M²)
- 35 - ESPERA - PEDIATRIA (110.67M²)
- 36 - ESPAÇO INFANTIL (7.06M²)
- 37 - GABINETE CONSULTA - PEDIATRIA (106.26M²)

- 38 - IS. UTENTE FEMININO (20.40M²)
- 39 - IS. UTENTE MASCULINO (20.40M²)
- 40 - ESPAÇO FAMÍLIA (10.20M²)
- 41 - COPA (9.97M²)
- 42 - IS. FUNCIONÁRIO MASCULINO (3.36M²)
- 43 - IS. FUNCIONÁRIO FEMININO (3.36M²)
- 44 - SALA DE PENSOS E INJETÁVEIS (12.54M²)
- 45 - SUJOS E DESPEJOS (9.24M²)

- 46 - ACESSO OESTE
- 47 - VESTÍBULO (27.60M²)
- 48 - ÁTRIO PRINCIPAL (483.48M²)
- 49 - ACESSO ESTE
- 50 - RECEPÇÃO (17.16M²)
- 51 - CAFÉ (19.64M²)
- 52 - COPA FUNCIONÁRIO (10.44M²)
- 53 - IS. FUNCIONÁRIO FEMININO (4.64M²)
- 54 - IS. FUNCIONÁRIO MASCULINO (4.20M²)
- 55 - LABORATÓRIO CENTRAL (58.24M²)
- 56 - ATENDIMENTO (17.16M²)
- 57 - SECRETARIADO (28.34M²)
- 58 - GABINETE RESPONSÁVEL (15.80M²)
- 59 - CONSUMÍVEIS (2.70M²)
- 60 - DATA CENTER (10.58M²)
- 61 - GUARDA DE EQUIPAMENTO (7.84M²)
- 62 - ROUPA SUJA (4.20M²)
- 63 - SUJOS E DESPEJOS (4.60M²)
- 64 - GUARDA DE MATERIAL DE LIMPEZA (2.03M²)
- 65 - ISA. FUNCIONÁRIO MASCULINO (2.72M²)
- 66 - ISA. FUNCIONÁRIO FEMININO (2.72M²)
- 67 - SALA DE TRABALHO (6.64M²)
- 68 - ESPERA (51.42M²)
- 69 - POSTO DE ENFERMAGEM (3.57M²)
- 70 - PREPARO E INDUÇÃO DE UTENTE (49.20M²)
- 71 - VESTIÁRIO (6.35M²)
- 72 - RAIO X (38.94M²)
- 73 - TOMOGRAFIA (41.63M²)
- 74 - SALA DE PROCESSAMENTO DE IMAGEM (14.75M²)
- 75 - ROUPA LIMPA (3.10M²)

- 76 - ACESSO SU
- 77 - VESTÍBULO (22.08M²)
- 78 - ATENDIMENTO (28.75M²)
- 79 - ESPERA TRIAGEM (152.50M²)
- 80 - IS. UTENTE FEMININO (13.34M²)
- 81 - IS. UTENTE MASCULINO (13.34M²)
- 82 - TRIAGEM 01 (13.13M²)
- 83 - ESPERA CONSULTA (136.64M²)
- 84 - GABINETE CONSULTA (22.18M²)
- 01 (22.18M²)
- 02 (20.40M²)
- 03 (20.40M²)
- 04 (20.40M²)
- 05 (19.89M²)
- 85 - ACESSO SE
- 86 - DESCONTAMINAÇÃO (9.75M²)
- 87 - TRIAGEM (13.26M²)
- 88 - ESPERA (48.49M²)
- 89 - BOX DE EMERGÊNCIA 01 (30.59M²)
- 90 - PEQUENAS CIRURGIAS (27.59M²)
- 91 - ARRECADAÇÃO
- 92 - SALA DO INEM (9.48M²)
- 93 - IS. INEM (2.53M²)
- 94 - SALA DE GESSO (14.35M²)

EDIFÍCIO B
PISO 0

ENTRADA PRINCIPAL

- 46 - ACESSO OESTE
- 47 - VESTÍBULO (27.60M²)
- 48 - ÁTRIO PRINCIPAL (483.48M²)
- 49 - ACESSO ESTE
- 50 - RECEPÇÃO (17.16M²)
- 51 - CAFÉ (19.64M²)
- 52 - COPA FUNCIONÁRIO (10.44M²)
- 53 - IS. FUNCIONÁRIO FEMININO (4.64M²)
- 54 - IS. FUNCIONÁRIO MASCULINO (4.20M²)
- 55 - LABORATÓRIO CENTRAL (58.24M²)
- 56 - ATENDIMENTO (17.16M²)
- 57 - SECRETARIADO (28.34M²)
- 58 - GABINETE RESPONSÁVEL (15.80M²)
- 59 - CONSUMÍVEIS (2.70M²)
- 60 - DATA CENTER (10.58M²)
- 61 - GUARDA DE EQUIPAMENTO (7.84M²)
- 62 - ROUPA SUJA (4.20M²)
- 63 - SUJOS E DESPEJOS (4.60M²)
- 64 - GUARDA DE MATERIAL DE LIMPEZA (2.03M²)
- 65 - ISA. FUNCIONÁRIO MASCULINO (2.72M²)
- 66 - ISA. FUNCIONÁRIO FEMININO (2.72M²)
- 67 - SALA DE TRABALHO (6.64M²)
- 68 - ESPERA (51.42M²)
- 69 - POSTO DE ENFERMAGEM (3.57M²)
- 70 - PREPARO E INDUÇÃO DE UTENTE (49.20M²)
- 71 - VESTIÁRIO (6.35M²)
- 72 - RAIO X (38.94M²)
- 73 - TOMOGRAFIA (41.63M²)
- 74 - SALA DE PROCESSAMENTO DE IMAGEM (14.75M²)
- 75 - ROUPA LIMPA (3.10M²)

UF 12 - PATOLOGIA CLÍNICA

- 55 - LABORATÓRIO CENTRAL (58.24M²)
- 56 - ATENDIMENTO (17.16M²)
- 57 - SECRETARIADO (28.34M²)
- 58 - GABINETE RESPONSÁVEL (15.80M²)
- 59 - CONSUMÍVEIS (2.70M²)
- 60 - DATA CENTER (10.58M²)
- 61 - GUARDA DE EQUIPAMENTO (7.84M²)
- 62 - ROUPA SUJA (4.20M²)
- 63 - SUJOS E DESPEJOS (4.60M²)
- 64 - GUARDA DE MATERIAL DE LIMPEZA (2.03M²)
- 65 - ISA. FUNCIONÁRIO MASCULINO (2.72M²)
- 66 - ISA. FUNCIONÁRIO FEMININO (2.72M²)
- 67 - SALA DE TRABALHO (6.64M²)
- 68 - ESPERA (51.42M²)
- 69 - POSTO DE ENFERMAGEM (3.57M²)
- 70 - PREPARO E INDUÇÃO DE UTENTE (49.20M²)
- 71 - VESTIÁRIO (6.35M²)
- 72 - RAIO X (38.94M²)
- 73 - TOMOGRAFIA (41.63M²)
- 74 - SALA DE PROCESSAMENTO DE IMAGEM (14.75M²)
- 75 - ROUPA LIMPA (3.10M²)

- 76 - ACESSO SU
- 77 - VESTÍBULO (22.08M²)
- 78 - ATENDIMENTO (28.75M²)
- 79 - ESPERA TRIAGEM (152.50M²)
- 80 - IS. UTENTE FEMININO (13.34M²)
- 81 - IS. UTENTE MASCULINO (13.34M²)
- 82 - TRIAGEM 01 (13.13M²)
- 83 - ESPERA CONSULTA (136.64M²)
- 84 - GABINETE CONSULTA (22.18M²)
- 01 (22.18M²)
- 02 (20.40M²)
- 03 (20.40M²)
- 04 (20.40M²)
- 05 (19.89M²)
- 85 - ACESSO SE
- 86 - DESCONTAMINAÇÃO (9.75M²)
- 87 - TRIAGEM (13.26M²)
- 88 - ESPERA (48.49M²)
- 89 - BOX DE EMERGÊNCIA 01 (30.59M²)
- 90 - PEQUENAS CIRURGIAS (27.59M²)
- 91 - ARRECADAÇÃO
- 92 - SALA DO INEM (9.48M²)
- 93 - IS. INEM (2.53M²)
- 94 - SALA DE GESSO (14.35M²)

- 95 - ANTE-CÂMARA ISOLAMENTO (5.37M²)
- 96 - QUARTO DE ISOLAMENTO COM PRESSÃO NEGATIVA (20.85M²)
- 97 - ISA. ISOLAMENTO (4.23M²)
- 98 - GUARDA DE EQUIPAMENTOS (7.50M²)
- 99 - MEDICAÇÃO (2.17M²)
- 100 - POSTO DE ENFERMAGEM
- 101 - OBSERVAÇÃO | TRATAMENTO NÃO URGENTE / POUCO URGENTE (154.56M²)
- 102 - INALAÇÃO E NEBULIZAÇÃO (154.56M²)
- 103 - OBSERVAÇÃO | TRATAMENTO URGENTE / MUITO URGENTE (154.56M²)
- 104 - SALA DE PRESCRIÇÃO MÉDICA (12.79M²)
- 105 - CONSUMÍVEIS (5.72M²)
- 106 - FARMÁCIA (9.45M²)
- 107 - SALA DE PENSOS E INJETÁVEIS (13.54M²)
- 108 - BANHO ASSISTIDO (7.08M²)
- 109 - IS. UTENTE MASCULINO (6.36M²)
- 110 - ISA. UTENTE (3.20M²)
- 111 - IS. UTENTE FEMININO (6.36M²)
- 112 - ROUPA LIMPA (5.40M²)
- 113 - GUARDA DE MATERIAL DE LIMPEZA (3.60M²)
- 114 - SUJOS E DESPEJOS (6.36M²)
- 115 - GUARDA DE SACOS (7.20M²)
- 116 - IS. FUNCIONÁRIO FEMININO (4.44M²)
- 117 - IS. FUNCIONÁRIO MASCULINO (4.68M²)
- 118 - CONTROLE SAÍDA (6.93M²)
- 119 - AMBULÂNCIAS (250M²)

- 000 - ELEVADOR - SUJOS 1275KG
- 001 - ELEVADOR - LIMPOS 1275KG
- 002 - ELEVADOR - LIMPOS 1000KG
- 003 - ELEVADOR - UTENTE 1000KG
- 004 - ELEVADOR - MONTA CAMA
- 005 - ESCADA INTERIOR
- 006 - ESCADA EXTERIOR
- 007 - CORETE
- 008 - CIRCULAÇÃO COMUM
- 009 - CIRCULAÇÃO RESTRITA
- 010 - PÁTIO EXTERNO
- 011 - FOSSO ILUMINAÇÃO ZENITAL | JARDIM VERTICAL



LEGENDA:

EDIFÍCIO A

PISO 1

CONSULTAS EXTERNAS

- 01 - ATENDIMENTO (27.50M²)
- 02 - ESPERA (311.86M²)
- 03 - GABINETE CONSULTA (528.06M²)
- 04 - SALA DE GESSO (16.57M²)
- 05 - GUARDA DE EQUIPAMENTO (7.16M²)
- 06 - SALA DE PENSOS E INJETÁVEIS (16.10M²)
- 07 - DATA CENTER (13.60M²)
- 08 - SUJOS E DESPEJOS (4.30M²)
- 09 - ESPAÇO FAMÍLIA (5.85M²)
- 10 - IS. UTENTE MASCULINO (20.40M²)
- 11 - IS. UTENTE FEMININO (20.40M²)
- 12 - ISA. FUNCIONÁRIO FEMININO (3.51M²)
- 13 - ISA. FUNCIONÁRIO MASCULINO (3.51M²)
- 14 - GUARDA DE MATERIAL DE LIMPEZA (3.92M²)
- 15 - GABINETE ENFERMEIRO CHEFE (12.60M²)
- 16 - CONSUMÍVEIS (6M²)
- 17 - SECRETARIADO (34.48M²)

EDIFÍCIO B

PISO 1

MEDICINA FÍSICA E REABILITAÇÃO

- 18 - ATENDIMENTO (13.50M²)
- 19 - ESPERA (48.21M²)
- 20 - VESTIÁRIO FEMININO (14.62M²)
- 21 - VESTIÁRIO MASCULINO (13.05M²)
- 22 - GABINETE CONSULTA (21.53M²)
- 23 - GUARDA DE EQUIPAMENTO (9.45M²)
- 24 - SUJOS E DESPEJOS (4.90M²)
- 25 - SALA PARA TRATAMENTO (39.01M²)
- 26 - GINÁSIO (104.34M²)

HEMATOLOGIA

- 27 - LABORATÓRIO (65.56M²)
- 28 - GABINETE RESPONSÁVEL TÉCNICO (10.15M²)
- 29 - REPOUSO (8.12M²)

IMAGIOLOGIA

- 30 - CENTRAL DE PROCESSAMENTO DE IMAGEM (28.34M²)
- 31 - ROUPA LIMPA (4.20M²)
- 32 - CONSUMÍVEIS (7.84M²)
- 33 - ARQUIVO CLÍNICO (32.48M²)
- 34 - SUJOS E DESPEJOS (4.60M²)
- 35 - GUARDA DE MATERIAL DE LIMPEZA (2.03M²)
- 36 - IS. FUNCIONÁRIO FEMININO (2.72M²)
- 37 - IS. FUNCIONÁRIO MASCULINO (2.80M²)
- 38 - VESTIÁRIO UTENTE (8.67M²)
- 39 - ECG (18.36M²)
- 40 - ECOGRAFIA (18.10M²)
- 41 - ECOGRAFIA (18.36M²)
- 42 - POSTO DE ENFERMAGEM (2.83M²)
- 43 - ESPERA (157.38M²)


EDIFÍCIO C

PISO 1

- 44 - MEZANINO (147.51M²)
- 45 - CAFÉ (24.20M²)
- 46 - ÁREA DE APOIO (8.51M²)
- 47 - IS. (2.53M²)


- 48 - COZINHA (12.97M²)
- 49 - DESPENSA (4.33M²)
- 50 - ARRUMOS (5.50M²)
- 51 - DEPÓSITO DE SACOS (5.50M²)
- 52 - ISA. FUNCIONÁRIO FEMININO (2.72M²)
- 53 - ISA. FUNCIONÁRIO MASCULINO (2.72M²)
- 54 - BIBLIOTECA (66.68M²)
- 55 - REPOUSO ENFERMAGEM MASCULINO (34.35M²)
- 56 - IS. (3.33M²)
- 57 - REPOUSO ENFERMAGEM FEMININO (34.37M²)
- 58 - IS. (3.33M²)
- 59 - CONFORTO FUNCIONÁRIOS (42.96M²)
- 60 - COPA (2.49M²)
- 61 - REPOUSO MÉDICO MASCULINO (33.54M²)
- 62 - IS. (3.33M²)
- 63 - REPOUSO MÉDICO FEMININO (33.56M²)
- 64 - IS. (3.33M²)
- 65 - CONFORTO MÉDICO (45.36M²)
- 66 - COPA (2.49M²)
- 67 - GABINETE 01 - MÉDICO RESPONSÁVEL CIRURGIA AMBULATORIAL (14.76M²)
- 68 - GABINETE 02 - MÉDICO RESPONSÁVEL CONSULTAS EXTERNAS (14.76M²)
- 69 - GABINETE 03 - MÉDICO RESPONSÁVEL DIAGNÓSTICO E IMAGEM (14.53M²)
- 70 - SALA DE REUNIÃO (25.22M²)
- 71 - GABINETE 04 - MÉDICO RESPONSÁVEL URGÊNCIA E EMERGÊNCIA (14.76M²)
- 72 - GABINETE 05 - ENFERMEIRA CHEFE URGÊNCIA E EMERGÊNCIA (14.76M²)
- 73 - SECRETARIADO URGÊNCIA E EMERGÊNCIA (17.36M²)

- 000 - ELEVADOR - SUJOS 1275KG
- 001 - ELEVADOR - LIMPOS 1275KG
- 002 - ELEVADOR - LIMPOS 1000KG
- 003 - ELEVADOR - UTENTE 1000KG
- 004 - ELEVADOR - MONTA CAMA
- 005 - ESCADA INTERIOR
- 006 - ESCADA EXTERIOR
- 007 - CORETE
- 008 - CIRCULAÇÃO COMUM
- 009 - CIRCULAÇÃO RESTRITA
- 010 - PÁTIO EXTERNO
- 011 - FOSSE ILUMINAÇÃO ZENITAL | JARDIM VERTICAL

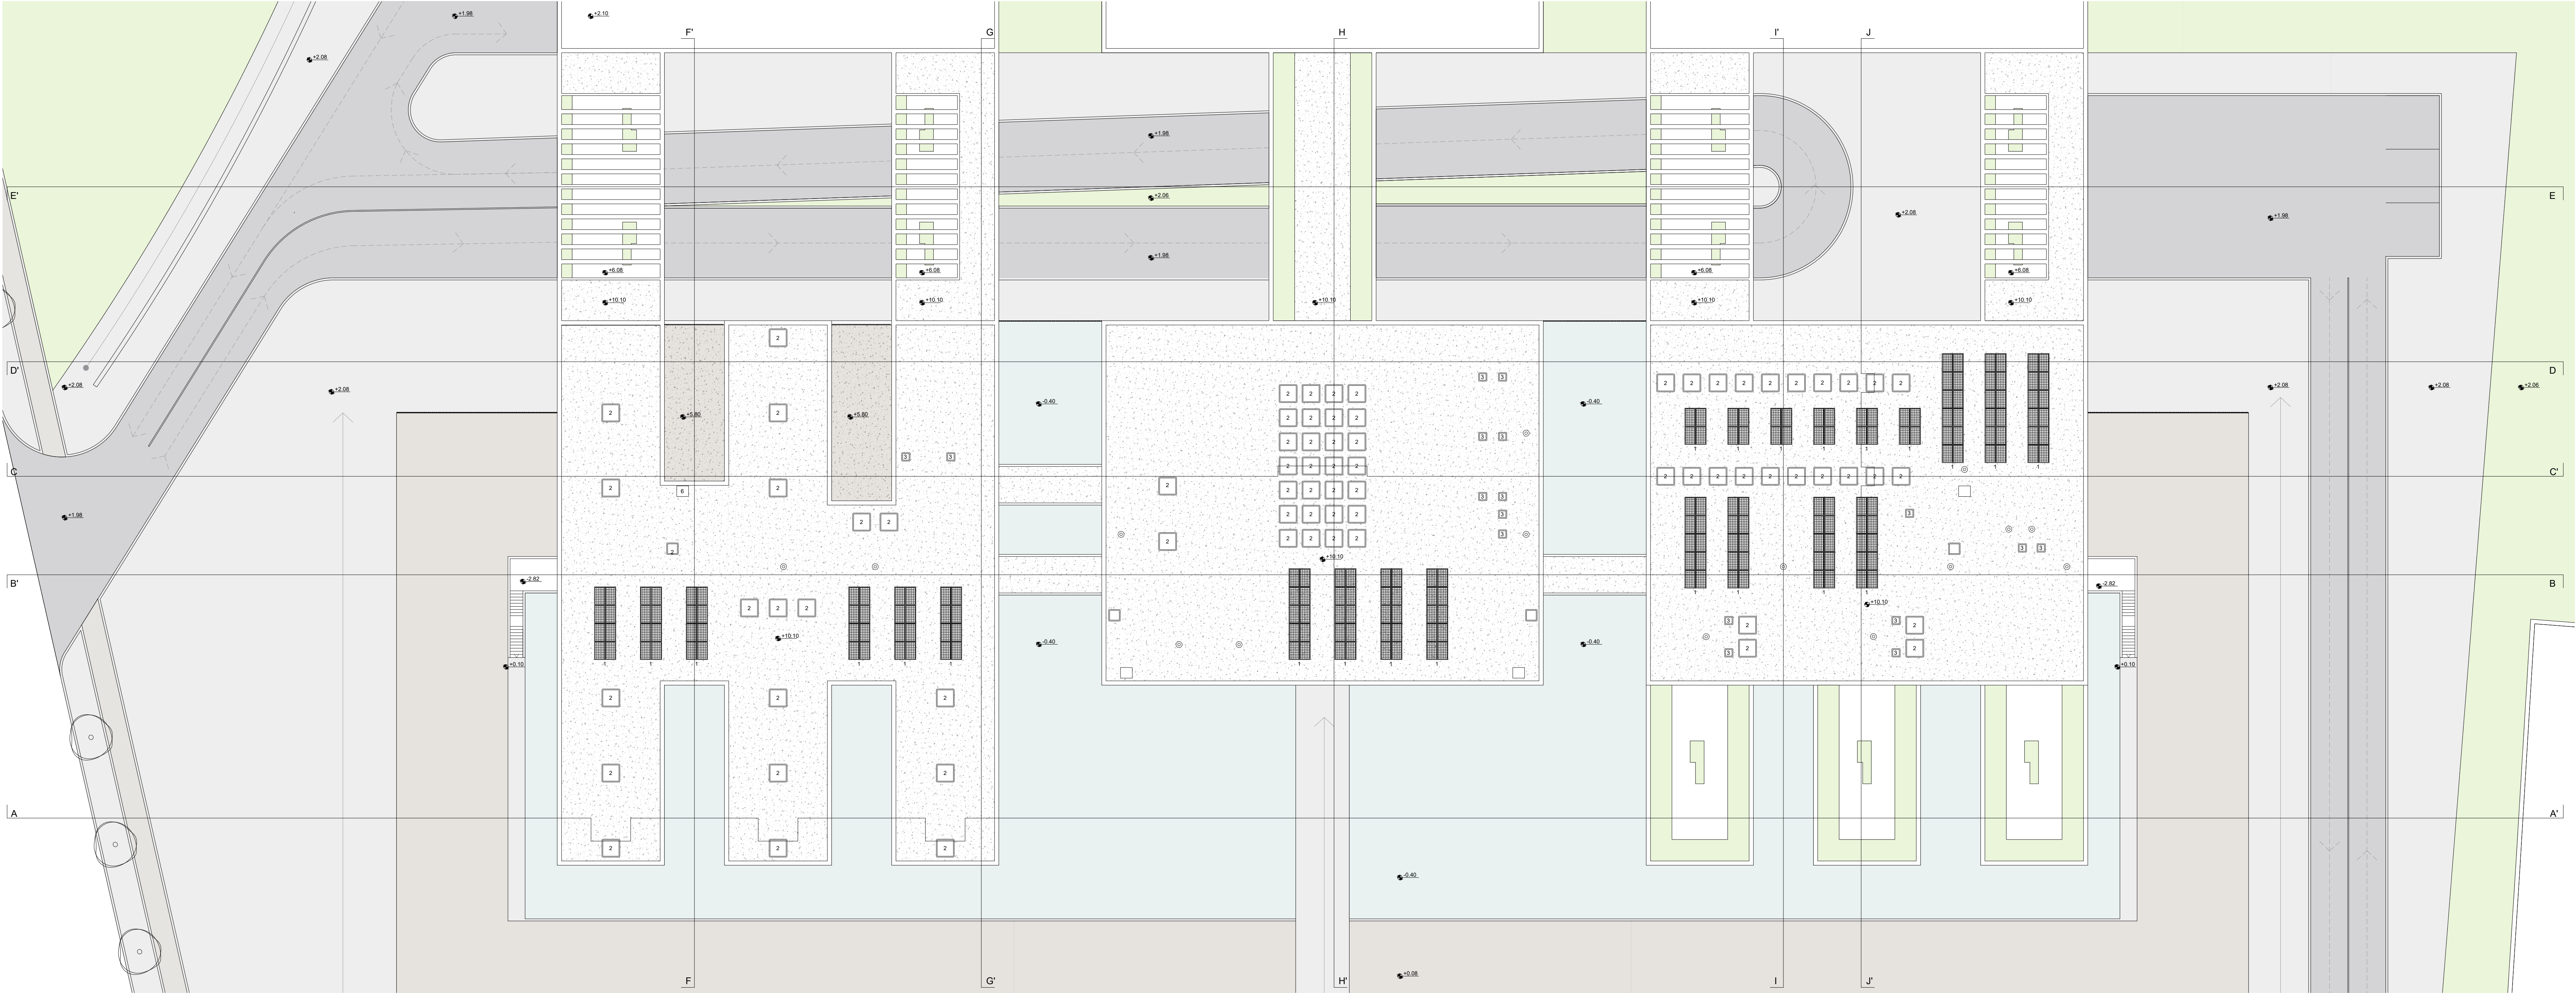

LEGENDA:



- 01 - PAINÉIS FOTOVOLTAICOS (1.70X1.00) CADA.
- 02 - JANELA COM CÚPULA EM ACRÍLICO - VELUX (1.50X1.50)
- 03 - JANELA COM CÚPULA EM ACRÍLICO - VELUX (0.60X0.60)
- 04 - ACESSO À COBERTURA | JANELA COM CÚPULA EM ACRÍLICO COM ABERTURA PARA O EXTERIOR - VELUX (0.90X0.90)
- 05 - VENTILADORES | EXTRATORES DE COBERTA - SODECA
- 06 - SISTEMA DE PRESSURIZAÇÃO PARA ESCADA - SODECA

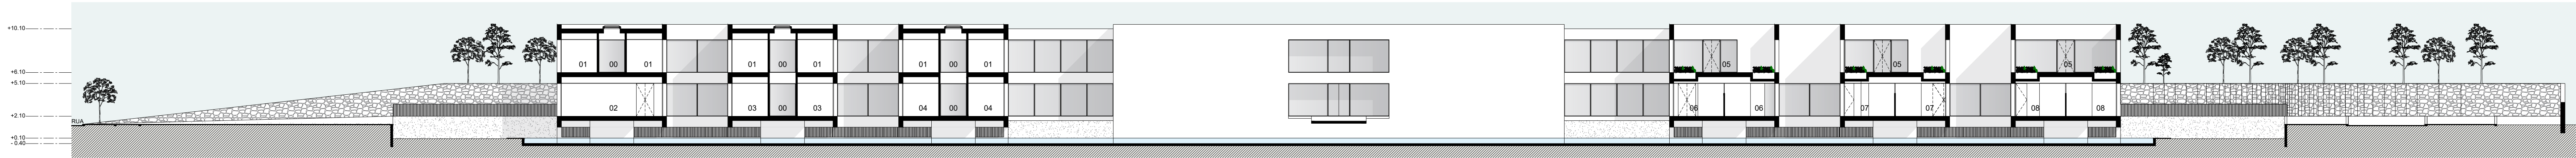

CORTE AA'
ESCALA 1:250

LEGENDA:


- | | | | |
|---|---------------------------------------|--|--|
| 00 - FOSSE ILUMINAÇÃO ZENITAL JARDIM VERTICAL | 02 - COLHEITAS | - PEDIATRIA | 07 - INALAÇÃO E NEBULIZAÇÃO |
| 01 - GABINETE CONSULTA | 03 - GABINETE CONSULTA - SAÚDE MENTAL | 05 - PÁTIO EXTERNO | 08 - OBSERVAÇÃO TRATAMENTO URGENTE / MUITO URGENTE |
| | 04 - GABINETE CONSULTA | 06 - OBSERVAÇÃO TRATAMENTO NÃO URGENTE / POUCO URGENTE | |

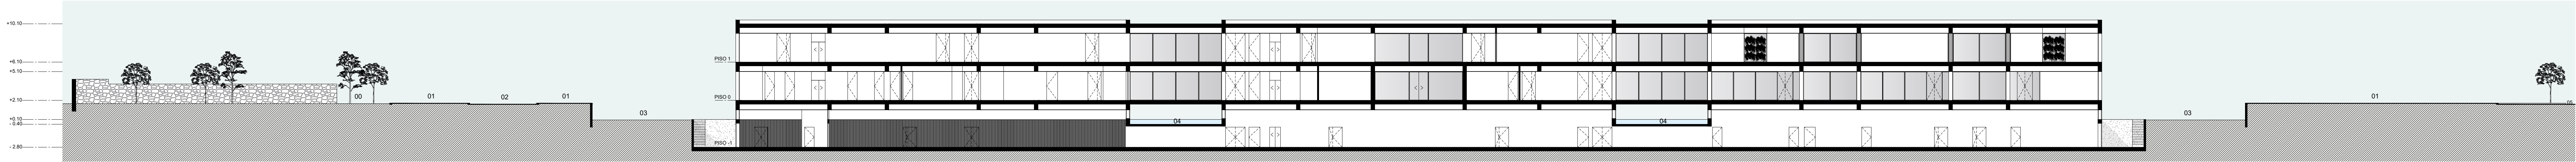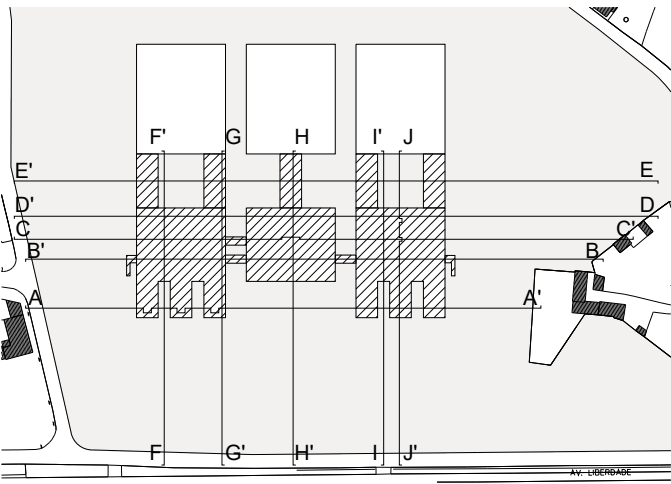

CORTE BB'
ESCALA 1:250

LEGENDA:


- | | | |
|---------------------------|---|------------------|
| 00 - JARDIM | 03 - SOLO NATURAL COM COBERTURA EM CASCALHO | 05 - RUA DA LAPA |
| 01 - PASSEIO | 04 - ESPELHO D'ÁGUA | |
| 02 - VIA INTERNA - ACESSO | | |

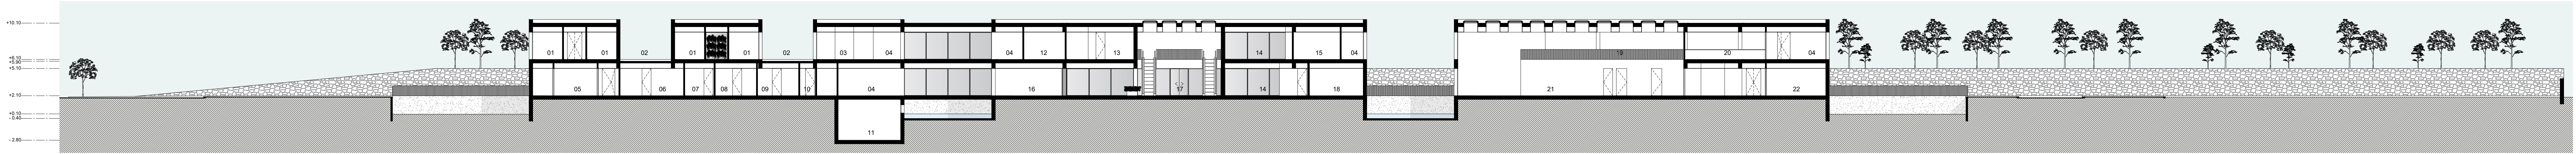

CORTE CC'
ESCALA 1:250

LEGENDA:


- | | | | | | | | |
|---|--------------------------------------|-----------------------------------|--------------------------------|---------------------------|---|-----------------------|-------------------------|
| 00 - FOSSE ILUMINAÇÃO ZENITAL JARDIM VERTICAL | 02 - PÁTIO EXTERNO | 05 - VESTIÁRIO MASCULINO - UTENTE | CHEFE | MASCULINO | UTENTE | 15 - SALA ECG | 19 - MEZANINO |
| 01 - GABINETE CONSULTA | 03 - CIRCULAÇÃO I.S.A. - FUNCIONÁRIO | 06 - COPA | 08 - TRANSFER PESSOAL FEMININO | 10 - ISA FEMININO | 13 - ATENDIMENTO - MEDICINA FÍSICA E REABILITAÇÃO | 16 - CAFÉ | 20 - CAFÉ E LOJAS |
| | 04 - CIRCULAÇÃO RESTRITA | 07 - GABINETE ENFERMEIRO | 09 - TRANSFER PESSOAL | 11 - CIRCULAÇÃO ELEVADOR | 14 - ESPERA - IMAGIOLOGIA | 17 - ACESSO ESTE | 21 - ESPERA CONSULTA |
| | | | | 12 - VESTIÁRIO FEMININO - | | 18 - SALA DE RAIO - X | 22 - SALA DE EMERGÊNCIA |

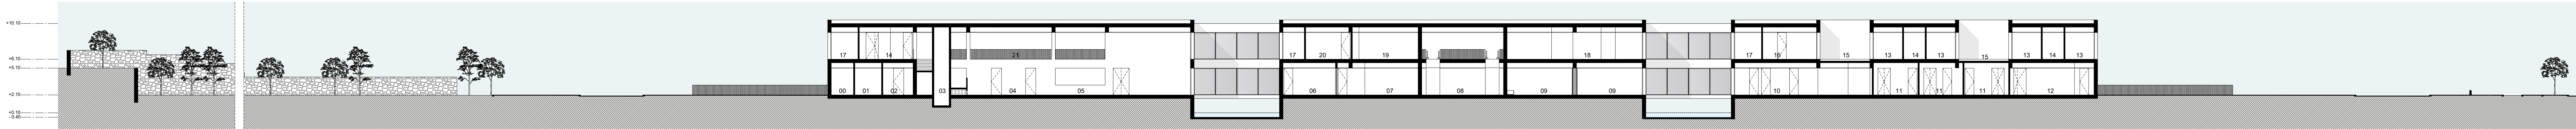

TE DD'
ALA 1:250

LEGENDA:


00 - DESCONTAMINAÇÃO	03 - FOSSE ELEVADOR	07 - PREPARO E INDUÇÃO DE UTENTE	10 - RECOBRO	14 - CIRCULAÇÃO COMUM	18 - GINÁSIO
01 - ESPERA EMERGÊNCIA	04 - ESPERA ATENDIMENTO	08 - ÁTRIO PRINCIPAL	11 - SALA CIRÚRGICA	15 - PÁTIO EXTERNO	19 - ESPERA IMAGIOLOGIA
02 - TRIAGEM EMERGÊNCIA	05 - ATENDIMENTO	09 - CAFÉ	12 - PREPARO UTENTE	16 - SECRETARIADO	20 - ECOGRAFIA
	06 - TOMOGRAFIA		13 - GABINETE CONSULTA	17 - CIRCULAÇÃO RESTRITA	21 - MEZANINO

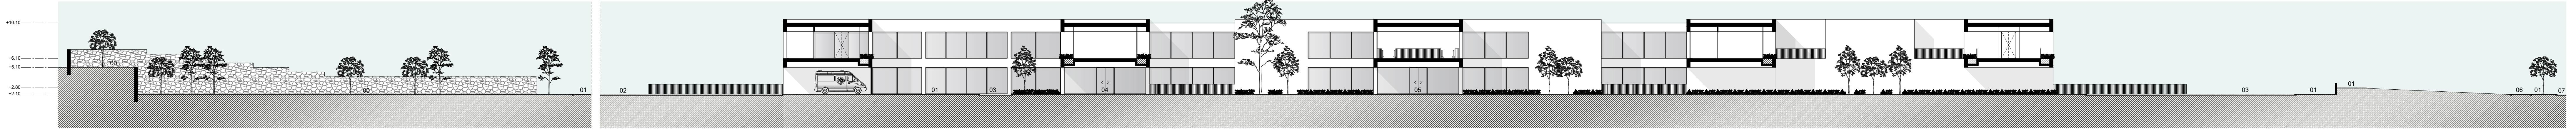

CORTE EE'
ESCALA 1:250

LEGENDA:


00 - JARDIM	AMBULÂNCIA	05 - ACESSO OESTE - EDIFÍCIO B
01 - PASSEIO	03 - VIA INTERNA - ACESSO VEÍCULOS	06 - CICLOVIA
02 - VIA INTERNA - ACESSO	04 - ACESSO URGÊNCIA	07 - RUA DA LAPA

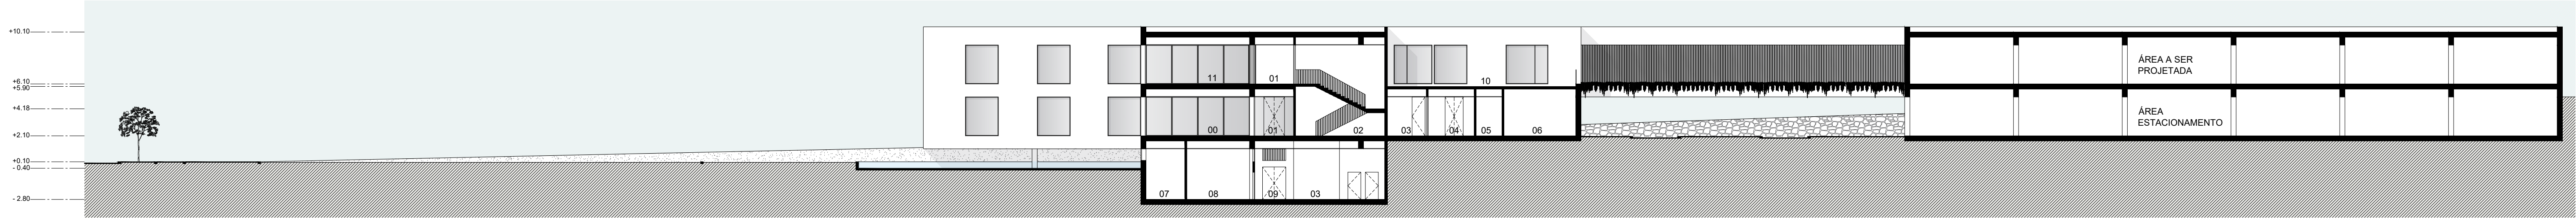


CORTE FF'
ESCALA 1:250

LEGENDA:


00- ESPERA - CONSULTAS EXTERNAS SAÚDE MENTAL	02 - ESCADA	PROFISSIONAIS	09 - CIRCULAÇÃO RESTRITA
01 - CIRCULAÇÃO COMUM	03 - COPA	06 - SALA CIRÚRGICA	10 - PÁTIO EXTERNO
	04 - TRANSFER UTENTE	07 - GABINETE RESPONSÁVEL TI	11 - ESPERA - CONSULTAS EXTERNAS
	05 - DESINFECÇÃO E ACESSO	08 - SALA DE REUNIÃO	

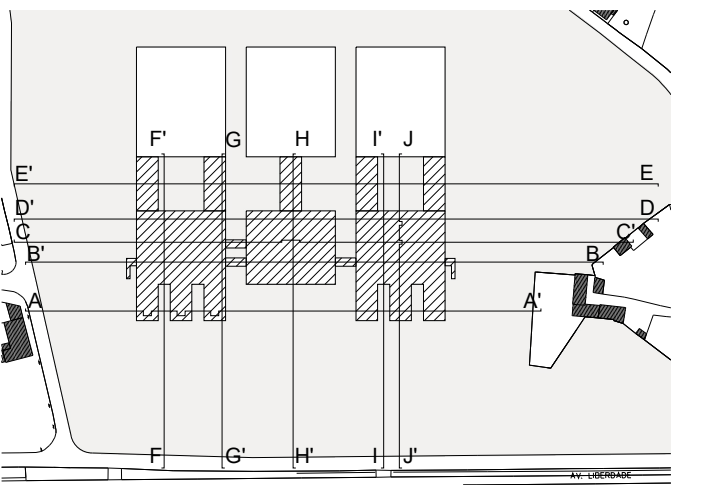

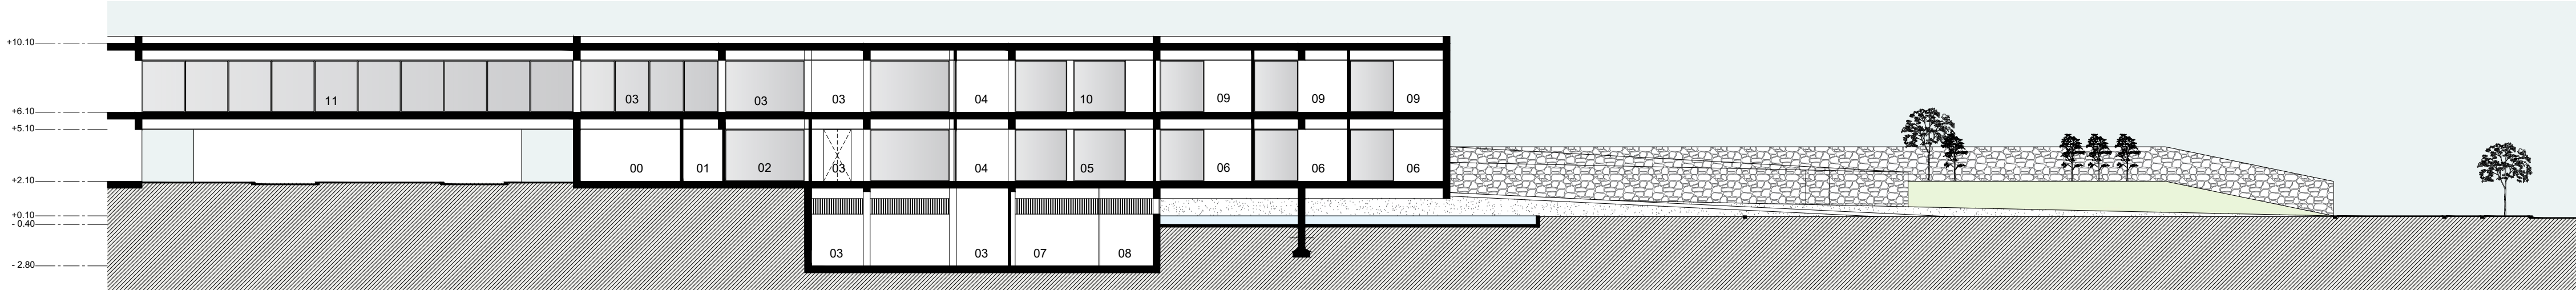


CORTE GG'
ESCALA 1:250

- LEGENDA:**
- 00 - RECOBRO
 - 01 - FARMÁCIA
 - 02 - CONFORTO FUNCIONÁRIOS
 - 03 - CIRCULAÇÃO RESTRITA
 - 04 - CIRCULAÇÃO COMUM
 - 05 - ESPERA CONSULTA EXTERNA
 - 06 - GABINETE CONSULTA - PEDIATRIA
 - 07 - QUALIDADE
 - 08 - GABINETE RESPONSÁVEL
 - 09 - GABINETE CONSULTA
 - 10 - ESPERA - CONSULTAS EXTERNAS
 - 11 - PASSARELA - CIRCULAÇÃO

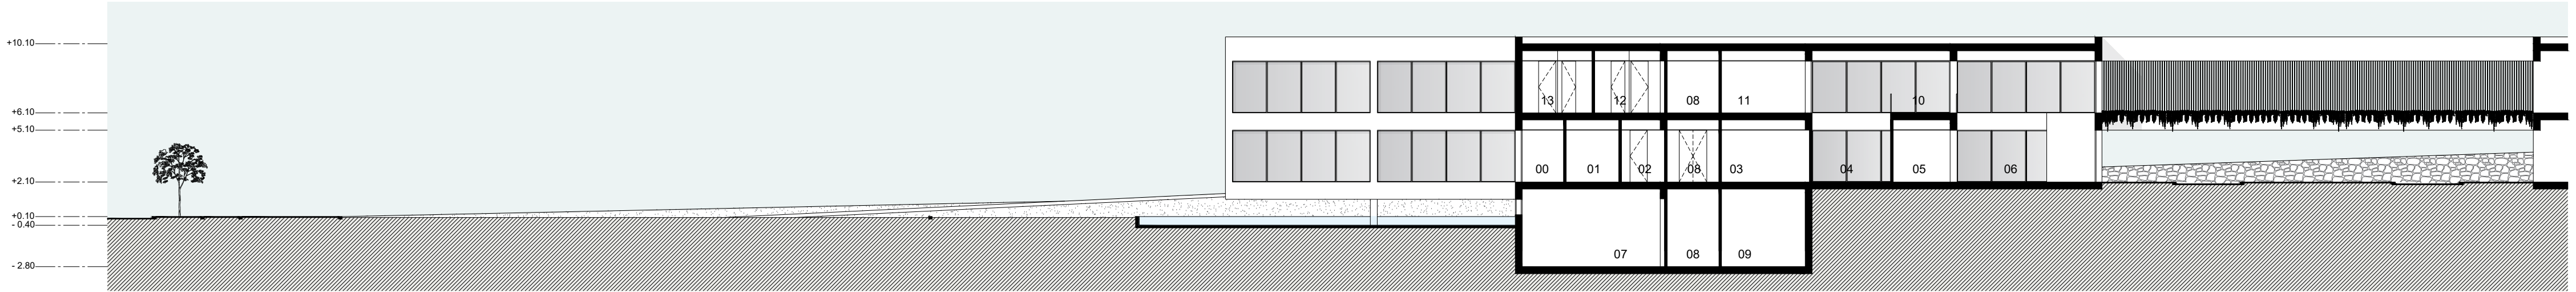


CORTE II'
ESCALA 1:250

- LEGENDA:**
- 00 - CIRCULAÇÃO RESTRITA
 - 01 - QUARTO DE ISOLAMENTO
 - 02 - ISA. ISOLAMENTO
 - 03 - GABINETE CONSULTA
 - 04 - ESPERA CONSULTA
 - 05 - ATENDIMENTO
 - 06 - ESPERA ATENDIMENTO
 - 07 - UPAR - AVAC
 - 08 - CIRCULAÇÃO RESTRITA
 - 09 - CENTRAL DE VÁCUO E GASES ANESTÉSICOS
 - 10 - MEZANINO
 - 11 - SALA DE REUNIÃO
 - 12 - REPOUSO MÉDICO MASCULINO
 - 13 - REPOUSO MÉDICO FEMININO

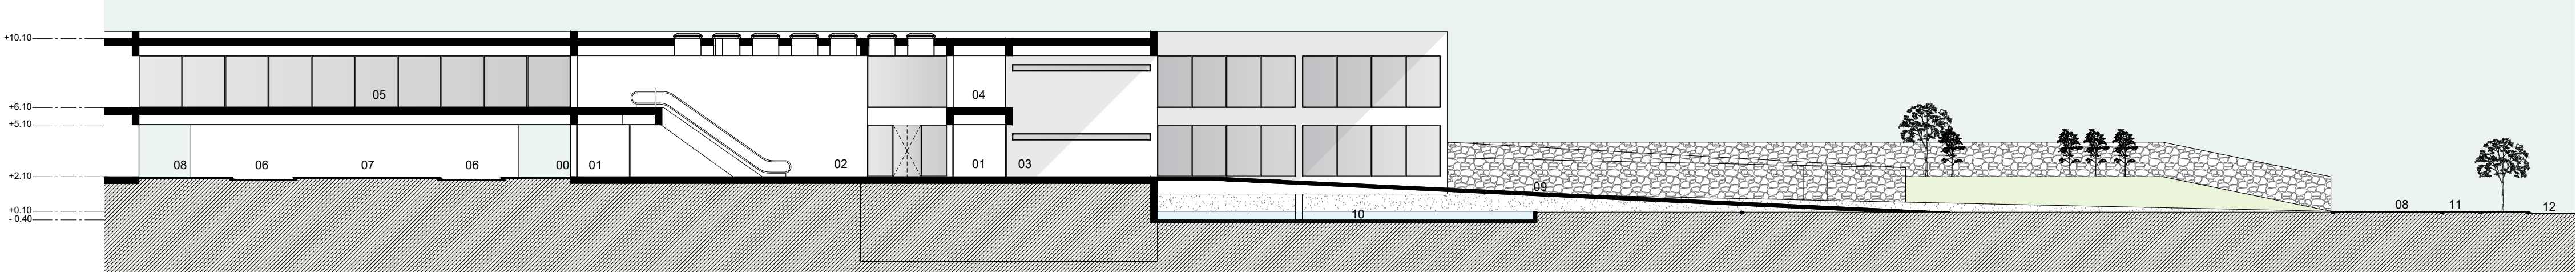


CORTE HH'
ESCALA 1:250


- LEGENDA:**
- 00 - ACESSO OESTE
 - 01 - VESTÍBULO
 - 02 - ÁTRIO PRINCIPAL
 - 03 - ACESSO LESTE
 - 04 - CIRCULAÇÃO RESTRITA
 - 05 - PASSARELA - CIRCULAÇÃO COMUM
 - 06 - VIA INTERNA - CIRCULAÇÃO VEÍCULOS
 - 07 - JARDIM
 - 08 - PASSEIO
 - 09 - RAMPA DE ACESSO PEDONAL
 - 10 - ESPELHO D'ÁGUA
 - 11 - CICLOVIA
 - 12 - AV. DA LIBERDADE

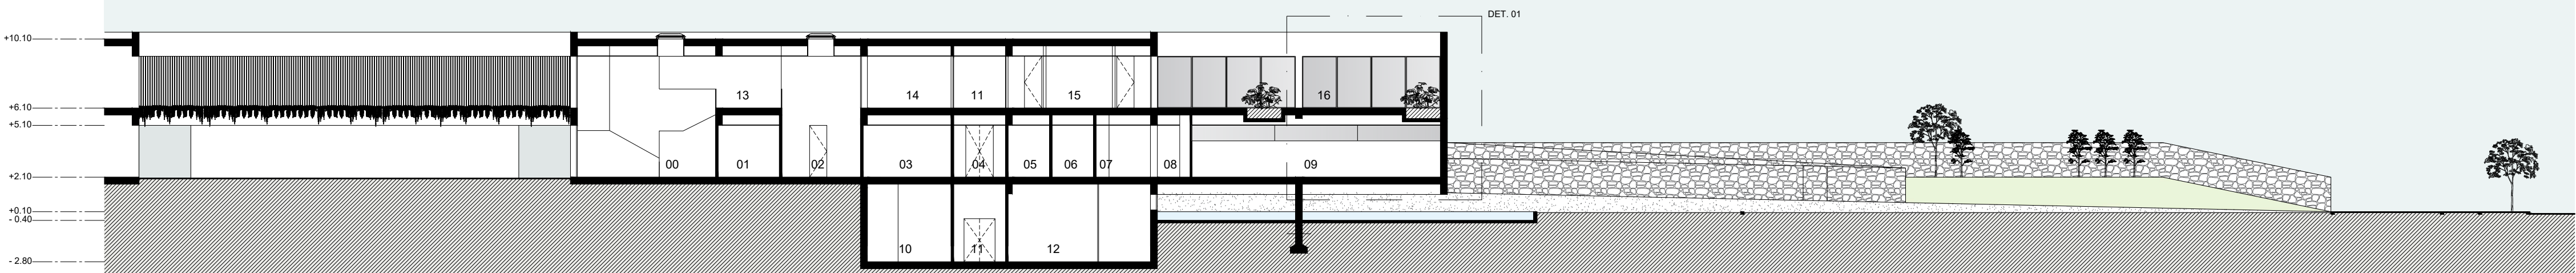


CORTE JJ'
ESCALA 1:250

- LEGENDA:**
- 00 - ESPERA ATENDIMENTO
 - 01 - TRIAGEM
 - 02 - ESPERA TRIAGEM
 - 03 - GABINETE CONSULTA
 - 04 - CIRCULAÇÃO COMUM
 - 05 - IS. UTENTE FEMININO
 - 06 - IS. UTENTE MASCULINO
 - 07 - MEDICAÇÃO
 - 08 - POSTO DE ENFERMAGEM
 - 09 - INALAÇÃO E NEBULIZAÇÃO
 - 10 - UPAC
 - 11 - CIRCULAÇÃO RESTRITA
 - 12 - AVAC
 - 13 - MEZANINO
 - 14 - GABINETE - ENFERMEIRA
 - CHEFE
 - 15 - CONFORTO FUNCIONÁRIOS
 - 16 - PÁTIO EXTERNO

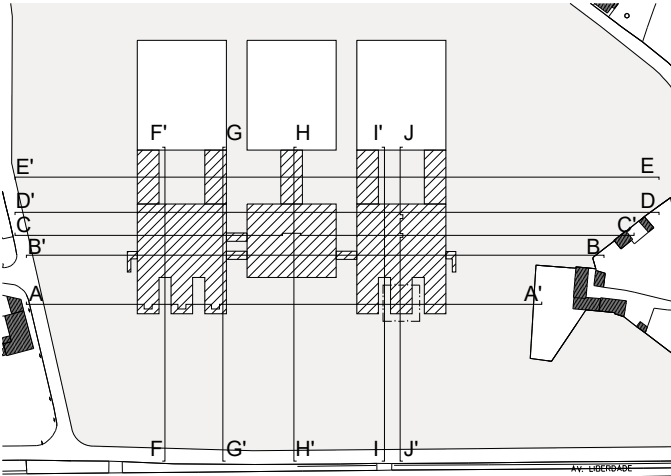


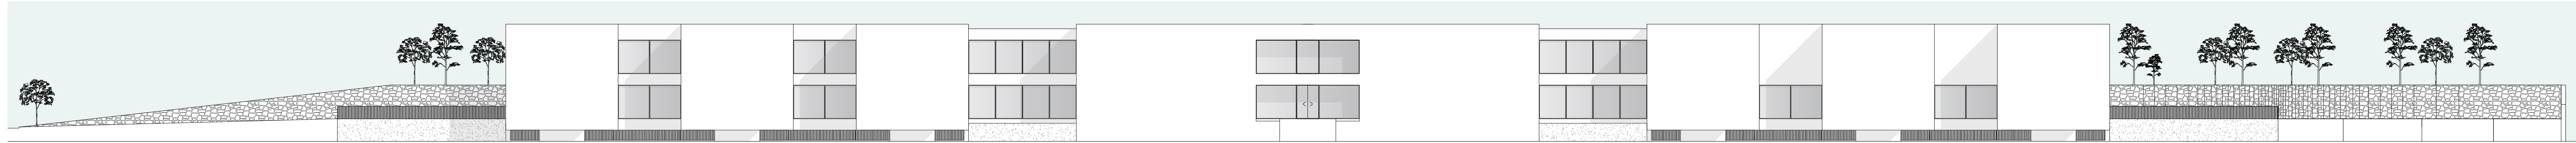


ALÇADO OESTE

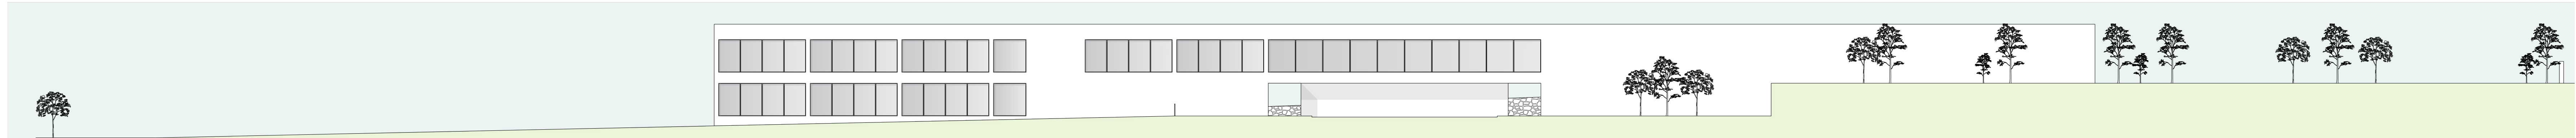


ALÇADO SUL

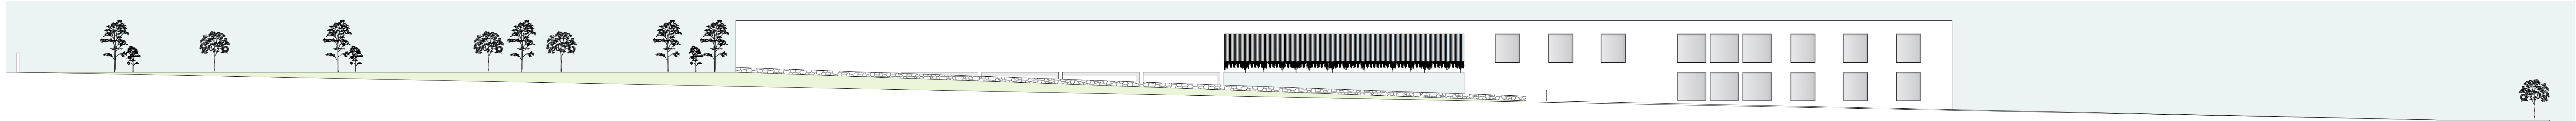


ALÇADO NORTE

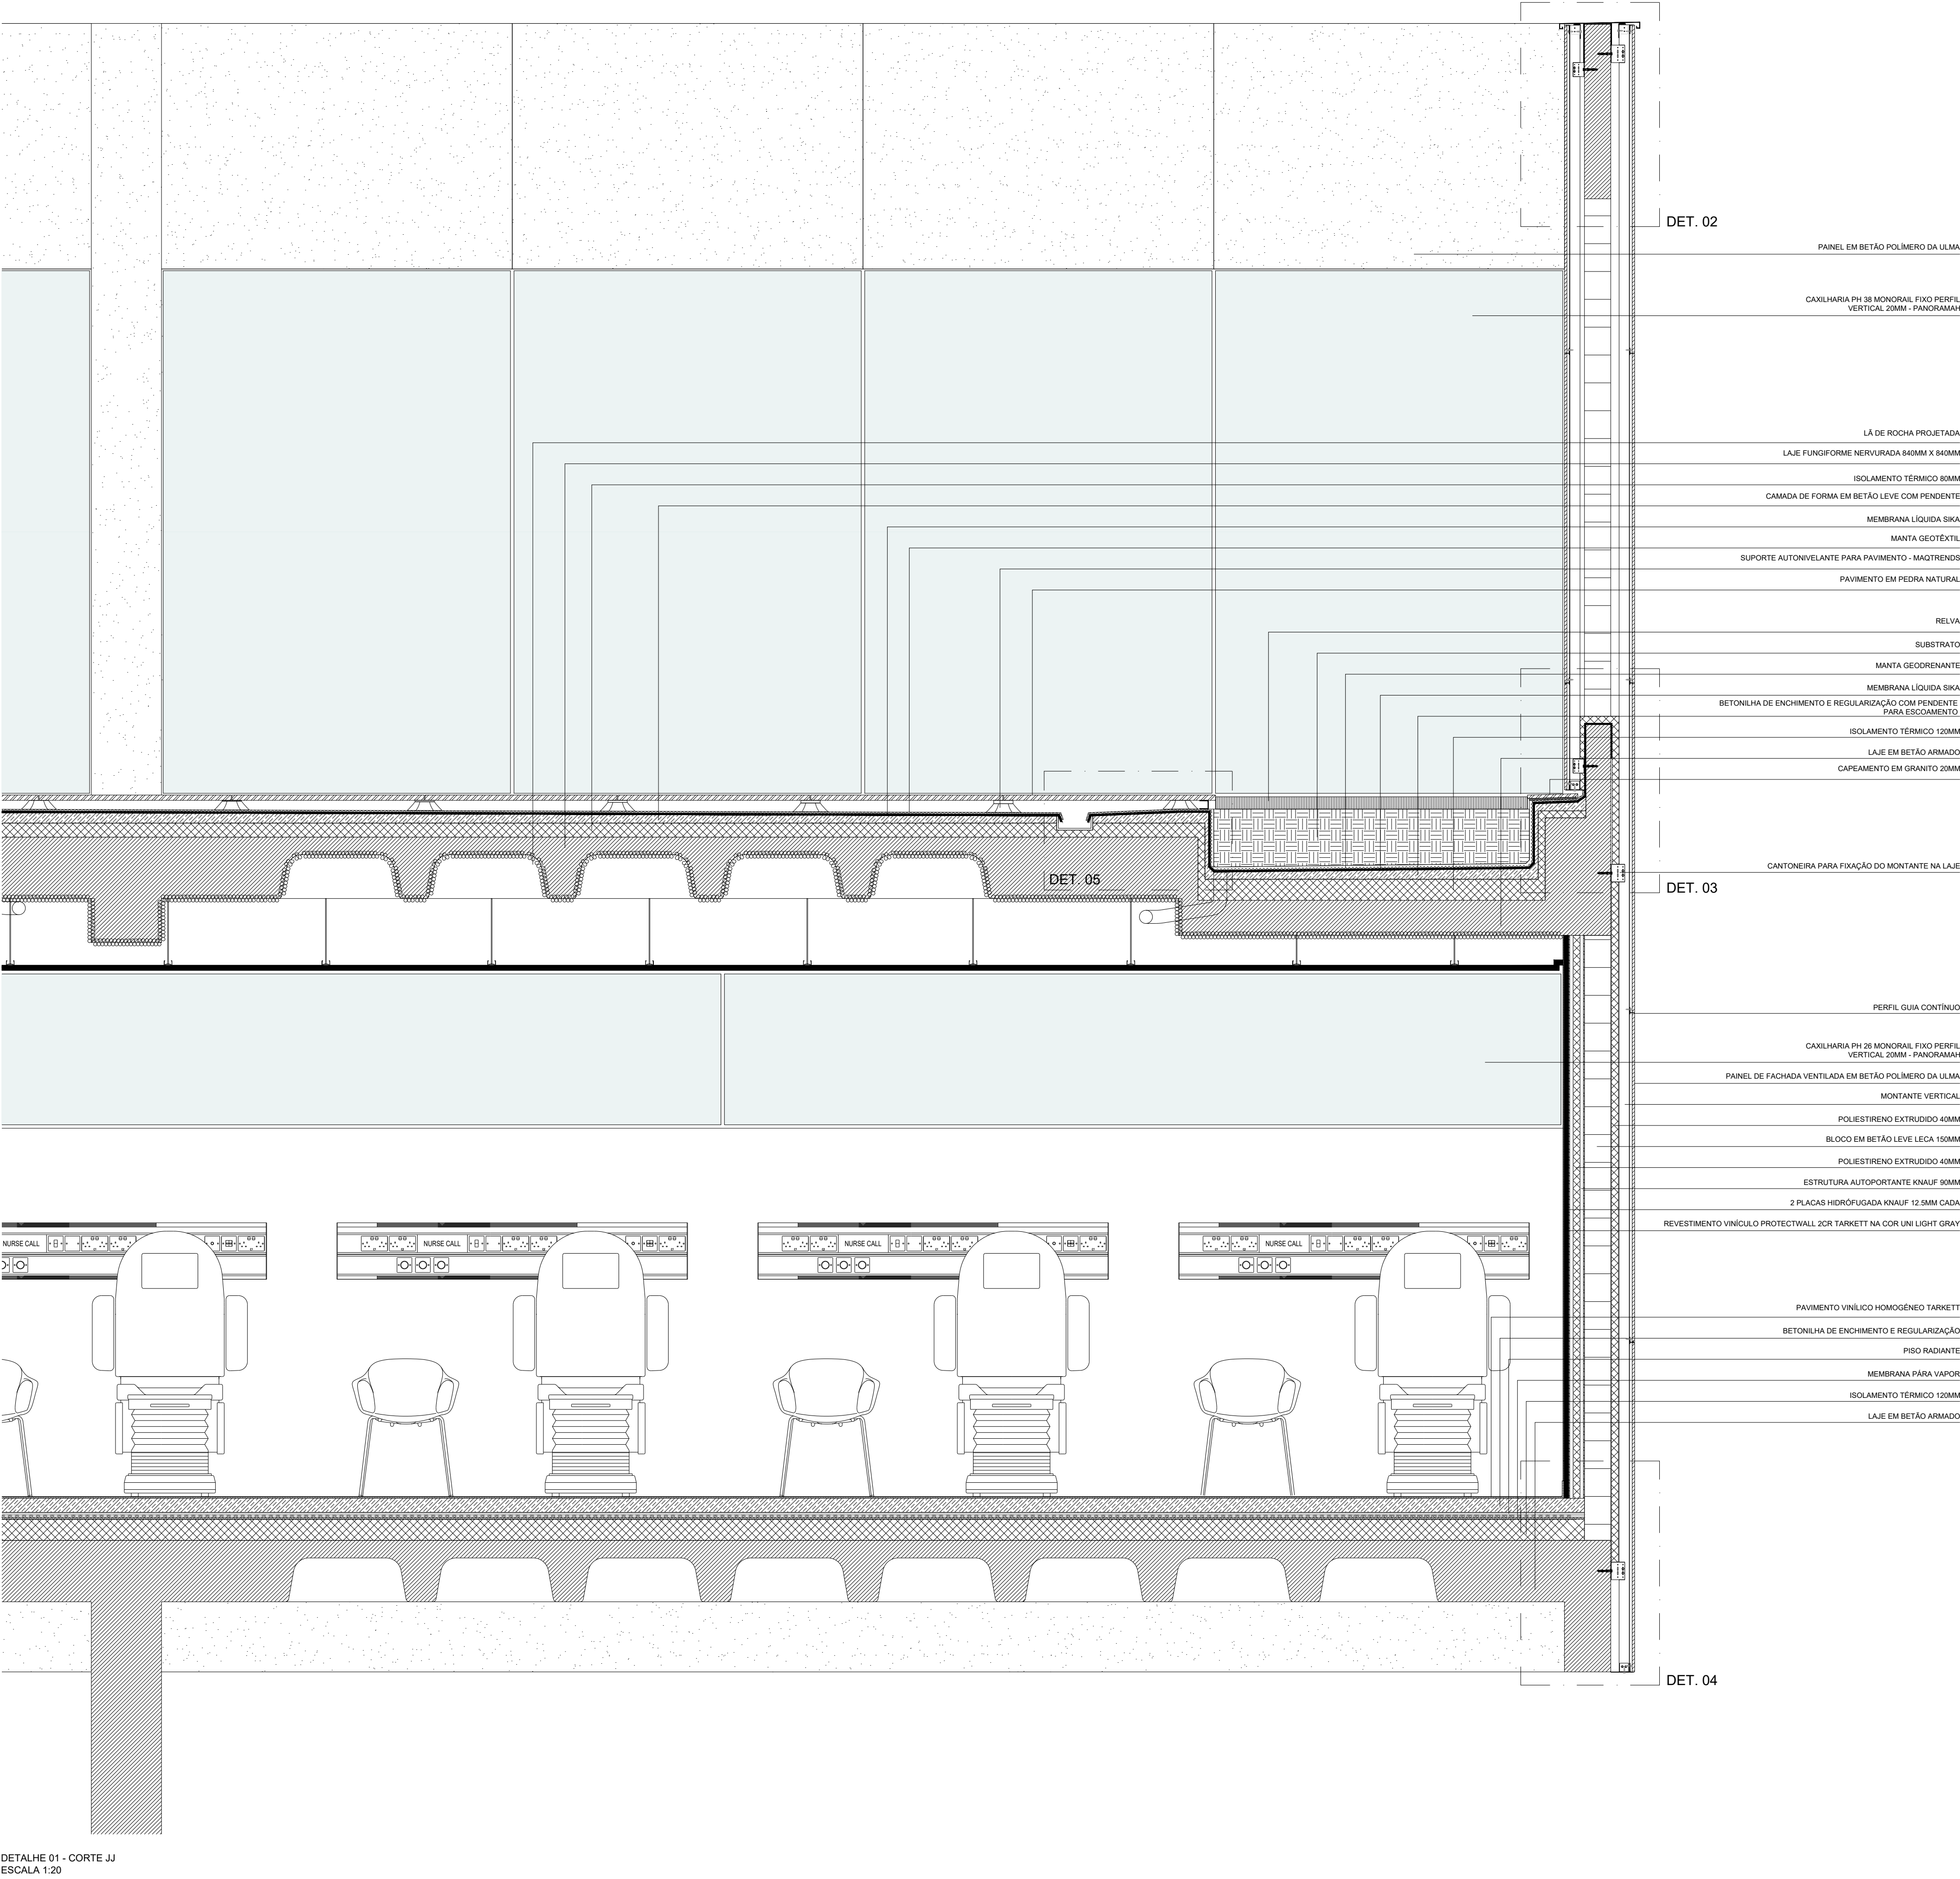


DETALHE 01 - CORTE JJ
ESCALA 1:20

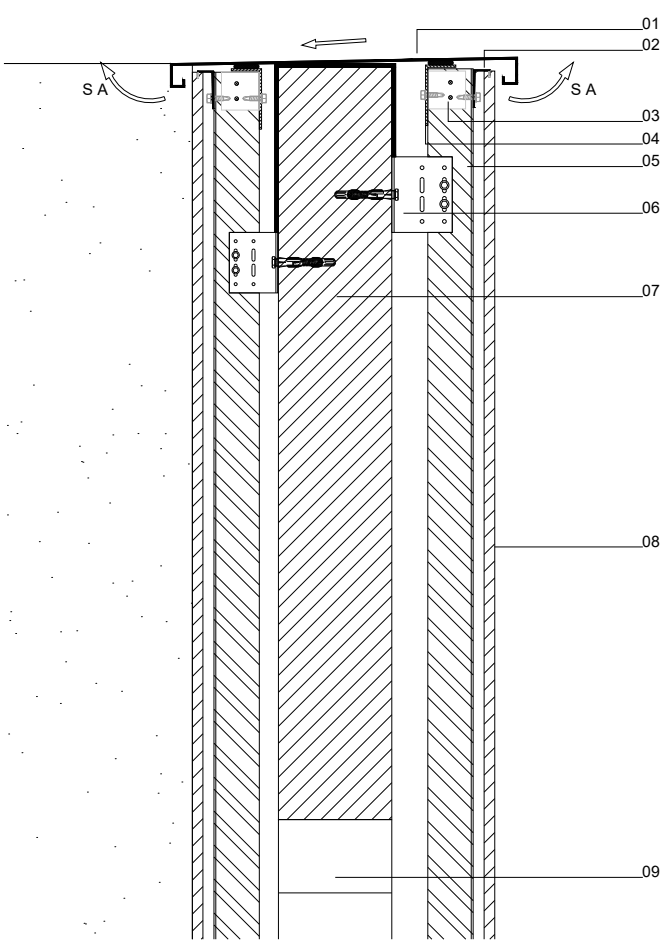


DETALHE 02
ESCALA 1:10

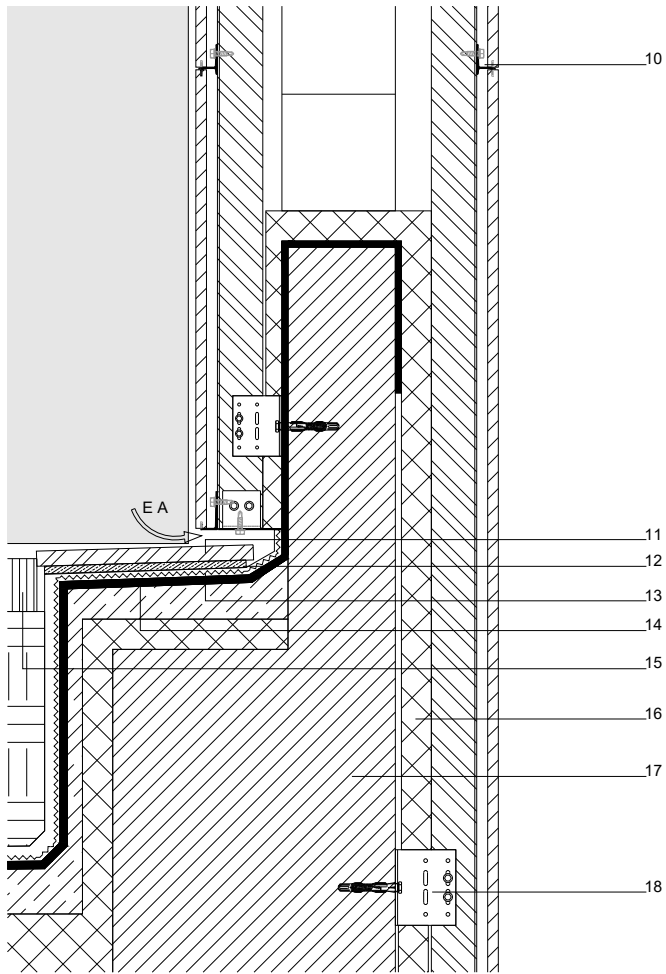

DETALHE 03
ESCALA 1:10

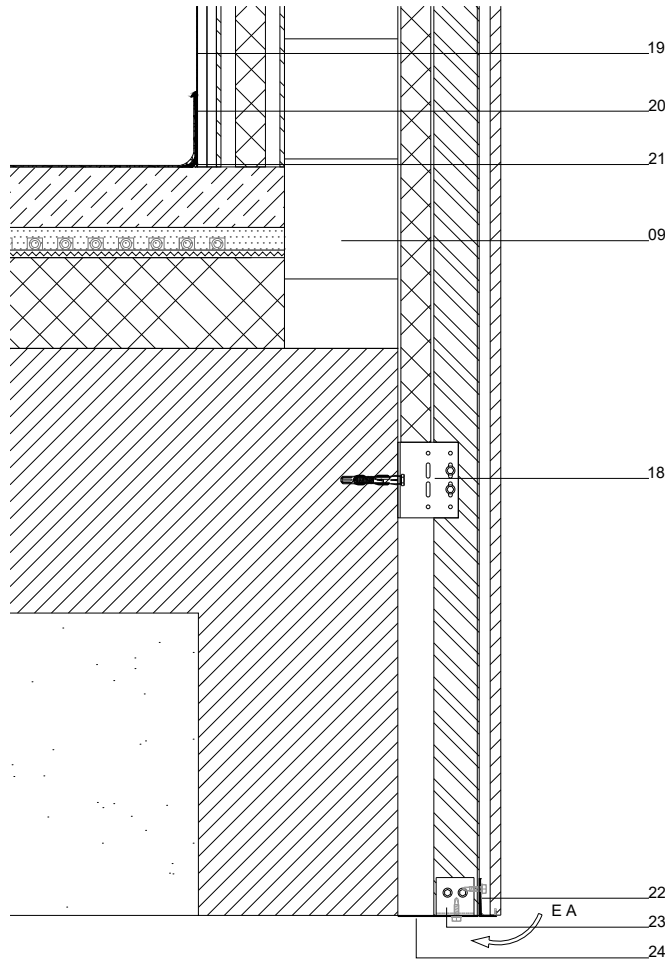

DETALHE 04
ESCALA 1:10

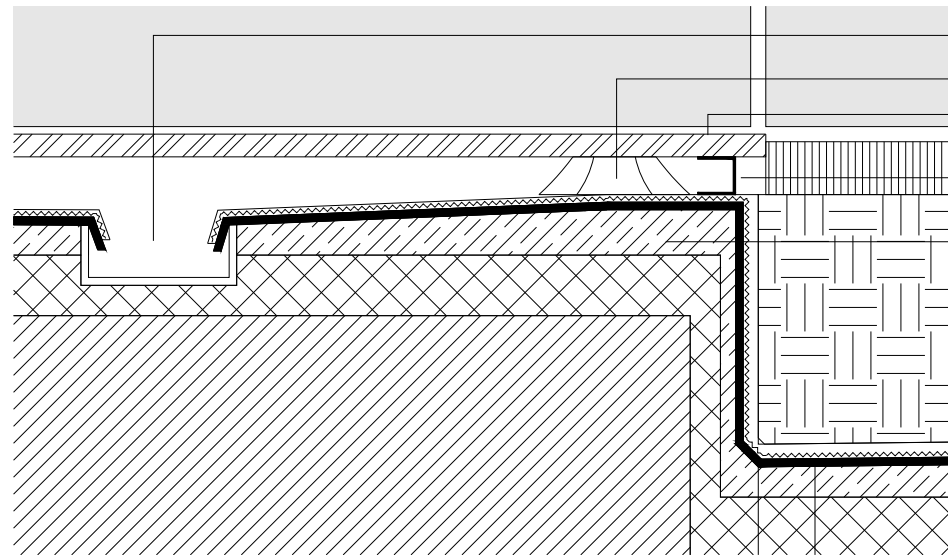

DETALHE 05
ESCALA 1:10

BETÃO	SUBSTRATO
VINÍLICO	RELVA
VIDRO	ISOLAMENTO TÉRMICO
PEDRA NATURAL	ISOLAMENTO ACÚSTICO
METAL	ARGAMASSA ASSENTAMENTO
PLADUR	MANTA GEOTÊXIL
	MEMBRANA LÍQUIDA

LEGENDA:
01 - RUFO EM ZINCO
02 - PERFIL DE ARRANQUE INVERTIDO
03 - CANTONEIRA PARA UNIÃO DE SUPORTE E MONTANTE
04 - SUPORTE HORIZONTAL
05 - MONTANTE VERTICAL
06 - CANTONEIRA PARA SUPORTE DE

MONTANTE NA VIGA
07 - VIGA EM BETÃO ARMADO
08 - PAINEL PARA FACHADA VENTILADA EM BETÃO POLÍMERO - ULMA
09 - BLOCO EM BETÃO LEVE LECA
10 - PERFIL GUIA CONTÍNUO
11 - CAPEAMENTO EM GRANITO
12 - ARGAMASSA DE ASSENTAMENTO

13 - MANTA GEOTÊXIL
14 - MEMBRANA LÍQUIDA SIKA
15 - RELVA
16 - POLIESTIRENO EXTRUDIDO 40MM
17 - LAJE
18 - CANTONEIRA PARA FIXAÇÃO DE MONTANTE NA LAJE
19 - REVESTIMENTO VINÍLICO

20 - PERFIL DE APOIO E ACABAMENTO PARA PISO VINÍLICO
21 - PAVIMENTO VINÍLICO
22 - PERFIL DE ARRANQUE
23 - CANTONEIRA PARA UNIÃO TELA ANTI ROEDOR AO MONTANTE
24 - TELA ANTI ROEDOR
25 - CALEIRA EM ZINCO Nº12

26 - SUPORTE AUTONIVELANTE PARA PAVIMENTO
27 - PEDRA NATURAL
28 - PERFIL U PARA ACABAMENTO
29 - BETONILHA DE REGULARIZAÇÃO COM PENDENTE
SA - SAÍDA DE AR
EA - ENTRADA DE AR

